

项目名称：珠海市第五人民医院南水院区供应室改造

装饰施工图部分

设计资质证号：甲级-A114014590

 
 
 
 
工程编号：2026ZCMHYN-016

设计阶段：装饰施工图



中城名华工程集团有限公司

2025年12月31日

中城名华工程集团有限公司 设计证书 A114014590 甲级						建设单位名称	珠海市第五人民医院	工程编号 2026ZCMHXXN-016	
						项目名称	珠海市第五人民医院南水院区供应室改造工程		
项目负责人	胡伟民		审核	胡伟民		子项目名称		页数：	图号：
专业负责人	胡伟民		校对	杨伟胤					
设计人	许洪明					目录		日期: 2025-12-31	
序号	名 称				编 号		页数	附注	
1	装饰工程图纸目录				装饰施工图-P01				
2	施工图说明（一）				装饰施工图-P02				
3	施工图说明（二）				装饰施工图-P03				
4	施工图说明（三）				装饰施工图-P04				
5	图例说明表（1）				装饰施工图-P05				
6	图例说明表（2）				装饰施工图-P06				
7	原医院始建筑平面图				装饰施工图-001				
8	设备，设施拆除平面图				装饰施工图-002				
9	原装饰地面拆除平面图				装饰施工图-003				
10	原装饰天棚拆除平面图				装饰施工图-004				
11	原装饰墙体拆除平面图				装饰施工图-005				
12	医院装饰布置平面图				装饰施工图-006				
13	装饰新建墙体平面图				装饰施工图-007				
14	装饰墙体饰面平面图				装饰施工图-008				
15	装饰地面铺砖平面图				装饰施工图-009				
16	装饰天棚吊顶平面图				装饰施工图-010				
17	装饰灯具控制平面图				装饰施工图-011				
18	装饰插座点位平面图				装饰施工图-012				
19	装饰给排水点位平面图				装饰施工图-013				
20	装饰天棚排风平面图				装饰施工图-014				
21	装饰灭菌室墙面立面图				装饰施工图-015				
22	装饰脉动间墙面立面图				装饰施工图-016				



中城名华工程集团有限公司

ZHONG CHENG MING HUA ENGINEERING GROUP CO., LTD

证书编号： A114014590

建筑行业（建筑工程）甲级
风景园林工程设计专项甲级
电力行业（送电工程）设计专业甲级
质量管理体系认证
ISO 9001 ： 2015
ISO 14001 ： 2015
ISO 45001 ： 2018

建设单位：
珠海市第五人民医院

工程名称：
珠海市第五人民医院南水院区供应室改造工程

子项名称：

图 名：
目录

	姓 名	签 名
项目负责人	胡伟民	
专业负责人	胡伟民	
审核	胡伟民	
校对	杨伟胤	
设计	许洪明	

工程编号 2026ZCMHXXN-016

设计阶段 施工图

专业	装饰施工图	图号	施-P01
比例		日期	2025-12-31

施工图说明（一）

一、建筑装饰工程项目概况

(一)项目概况

- 建筑装饰工程名称：- 医院装饰改造工程
- 建筑装饰工程总面积：-
- 建筑装饰工程总层数：-
备注：不在设计范围内为：消防、暖通、成品家具等。

二、设计依据

(一)基础资料

- 原建筑工程施工图设计文件（建筑、结构、电气、智能化、水暖空调等专业）；
- 原建筑工程消防设计文件、人防审批意见；
- 其它：

- (二) 本工程建设单位与本公司签订的装饰装修设计合同：以装饰装修施工图设计范围的内容为依据；
如合同中未涉及的内容须经双方商定确认后，签订补充协议具有和设计合同相同的法律效力。

(三) 本工程设计施工图依据现行国家标准与规范：

- 《建筑装饰装修工程质量验收规范》GB50210-2001
- 《房屋建筑室内装饰装修制图标准》JGJ/T244-2011
- 《建筑设计防火规范》GB50016-2014
- 《建筑内部装修设计防火规范》GB50222-95（2001年版）
- 《民用建筑设计通则》GB50352-2005
- 《民用建筑工程室内环境污染控制规范》GB50325-2010（2013年版）
- 《无障碍设计规范》GB50763-2012
- 《民用建筑绿色设计规范》JGJ/T229-2010
- 《绿色建筑评价标准》GB/T 50378-2014
- 《公共建筑节能设计标准》GB50189-2015
- 《民用建筑隔声设计规范》GB50118-2010
- 《住宅设计规范》GB50096-2011

备注：若图纸中出现跟上述技术标准与规范不同之处，须以国家颁布最新规范为准。
(应根据项目类别增加相应规范)

三、建筑内部装饰装修防火设计：

本工程执行《建筑内部装修设计防火规范》GB50222-95（2001年版）中对装饰装修材料的相关规定：

- 建筑内部各部位装饰装修材料的燃烧性能等级详见“装饰材料终饰范例表”；
- 本工程在每一防火分区内均应有消防喷淋、温感、烟感、消防广播、应急照明、安全疏散出口标志等消防设施（例：一类高层建筑），所有基层木材均应满足建筑防火极限等级要求，表面涂刷三度防火涂料，防火涂料产品要符合当地消防部门验收要求；
- 玻璃幕墙与每层楼板、隔墙处的缝隙采用（A级）不燃材料严密填实封堵（声学要求除外）；
- 所有的建筑内部变形缝（包括沉降缝、伸缩缝、抗震缝等）两侧的基层应采用（A级）不燃材料严密填实封堵；
- 所有建筑墙面上开洞、开孔后均采用（A级）不燃材料严密封堵；
- 当照明灯具、开关插座等电气设施高温部位，靠近木制品或其他非A级装饰材料时，应采用隔热、散热等防火保护措施；灯饰所用材料的燃烧性能等级不应低于B1级。
- 地上建筑的水平疏散走道和安全出口的厅门，其顶面装饰材料应采用A级装饰材料，其他部位应采用不低于B1级的装饰材料；
- 地面如采用地毯、木地板，必须经防火阻燃处理，达B1级；墙面木饰面选用防火等级为B1级阻燃板材，墙面织物、软硬包等采用经阻燃处理不低于B1级装饰材料；顶面选用A级不燃材料。



四、室内装修防水设计：

- (一) 卫生间、浴室的楼地面应设置防水层，门口应有阻止积水外溢的措施；
(二) 排水立管不应穿越下层住户的居室；当厨房设有地漏时，地漏的排水支管不应穿过楼板进入下层住户的居室；
(三) 地面防水层的做法为涂1.5mm-2mm厚聚氨酯防水涂料膜和聚合物水泥砂浆两道防水层；
(四) 墙面、顶棚宜采用防水砂浆、聚合物水泥防水涂料做防潮层；无地下室的地面可采用聚氨酯防水涂料、聚合物乳液防水涂料、水乳型沥青防水涂料和防水卷材做防潮层；
(五) 其他景观的防水处理和水循环系统由专业公司设计；



五、室内装饰节能设计

本工程中各专业、工艺、材料、施工要求等均按国家规定节能设计标准执行；也可参照工程所在地区省、直辖市颁布的地方性节能设计标准执行。

六、施工图的编号、标高说明

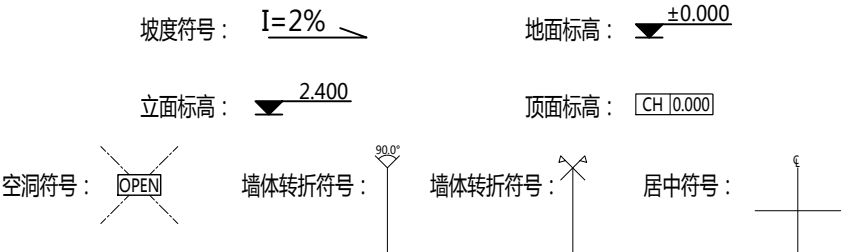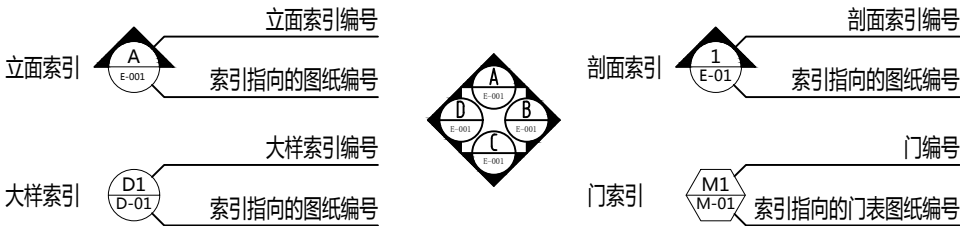


图纸编号说明：

 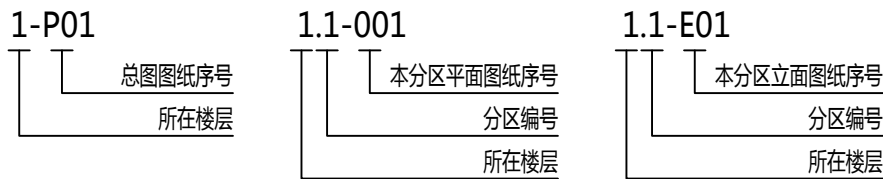

备注：

- 一般无专门说明时，标高以米（m）为单位，其他尺寸以毫米（mm）为单位；
- 各楼层标注的标高为地面装修完成面的高度。

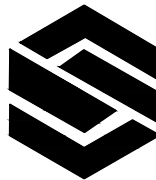

中城名华工程集团有限公司

ZHONG CHENG MING HUA ENGINEERING GROUP CO., LTD

证书编号： A114014590

建筑行业（建筑工程）甲级
风景园林工程设计专项甲级
电力行业（送电工程）设计专业甲级

质量管理体系认证

ISO 9001：2015
ISO 14001：2015
ISO 45001：2018

建设单位：
珠海市第五人民医院

工程名称：
珠海市第五人民医院南水院区供应室改造工程

子项名称：

图 名：
施工图说明（一）

	姓 名	签 名
项目负责人	胡伟民	胡伟民
专业负责人	胡伟民	胡伟民
审核	胡伟民	胡伟民
校对	杨伟胤	杨伟胤
设计	许洪明	许洪明

工程编号	2026ZCMHYN-016		
设计阶段	施工图		
专业	装饰施工图	图号	施-P02
比例		日期	2025-12-31



中城名华工程集团有限公司

ZHONG CHENG MING HUA ENGINEERING GROUP CO., LTD

证书编号： A114014590

建筑行业（建筑工程）甲级
风景园林工程设计专项甲级
电力行业（送电工程）设计专业甲级
质量管理体系认证
ISO 9001：2015
ISO 14001：2015
ISO 45001：2018

建设单位：
珠海市第五人民医院

工程名称：
珠海市第五人民医院南水院区供应室改造工程

子项名称：

图 名：
施工图说明（二）

	姓 名	签 名
项目负责人	胡伟民	胡伟民
专业负责人	胡伟民	胡伟民
审核	胡伟民	胡伟民
校对	杨伟胤	杨伟胤
设计	许洪明	许洪明

工程编号	2026ZCMHYN-016		
设计阶段	施工图		
专业	装饰施工图	图号	施-P03
比例		日期	2025-12-31

施工图说明（二）

七、装饰工程分项内容

（一）墙面装饰工程部分：

- 本工程装饰隔墙除注明外均采用轻质砖墙；
- 防火墙及隔墙的墙身砌体到顶，防火墙及隔墙材料采用不燃性材料，必须符合防火等级要求，墙身砌体施工要求参照原有建筑设计施工图纸。
- 采用轻钢龙骨石膏板间隔的隔墙部分，必须做隔音棉，采用C100系列轻钢龙骨配套体系，竖龙骨间距400mm，内填充隔音棉，面封双层12mm纸面石膏板，安装方法及接缝处理严格按照图纸及参照相关规范施工。
- 隔墙放线后应通知设计师现场确认，如出现现场尺寸与图纸矛盾或节点漏缺及时向设计师提出，由设计师进行调整处理。
- 当图纸无专门标明时，所有墙角均为90°或45°。
- 设计选用的门窗材料、规格及配件等要求详见“门表”。
- 设计图所示门窗尺寸为门窗实际加工尺寸。
- 除在图中有特别标明“按装饰设计施工”的外，建筑防火门、疏散门保持原建筑设计不变，饰面详见“门表”；

（二）、地面装饰工程部分：

- 地面工程质量应符合《建筑地面工程施工质量验收规范》GB50209-2010的要求。
- 卫生间楼地面应做基层防水处理(按国家规定的验收标准)。

（三）、天棚装饰工程部分：

- 3KG以上的重型灯具、电扇及其他重型设备严禁安装在吊顶工程的龙骨上。
- 吊顶的灯具、烟感器、淋喷头、风篦子、检修口等设备的位置应符合各相关专业规范前提下合理美观与饰面板的交接应吻合严密。
- 吊顶标高以现场实际为准，尽量做至最高；如有卫生间区域的，顶面材料如采用纸面石膏板，须特指“耐水纸面石膏板”。或采用轻钢龙骨铝天花集成吊顶。
 - 天花板悬挂部份，包括支撑照明和音响设备所需要的支撑物，框架或其他装置。
 - 悬挂该系统所需要的吊钩和其他附件。
 - 边缘修饰，间隔等。
 - 天花板材
 - 照明装置
 - 中央空气调节处理装置
 - 音响系统
 - 防火系统

4、高度和规范

- 装修设计之天花高度已考虑各种管道安装后之可能条件，但如在施工过程中发现与其它专业设计发生矛盾,应首先考虑更改管道，保证天花高度，如确无法解决，应与设计师协商处理。
- 所有纸面石膏板天花超过200平方米或长度超过20米范围的，应考虑伸缩缝，板接缝、阴阳角均需用80mm-120mm宽的确凉布封贴两层，以防开裂，嵌缝采用专用腻子。
- 检修口的位置根据现场的实际需要，提出设置暗检修口位置，由设计单位确定后方可施工。

5、材料

- 装修设计之天花高度已考虑各种管道安装后之可能条件吊顶工程所选用材料的品种，规格、颜色以及基层构造，固定方法应符合规范及设计要求。
- 装修设计之天花高度已考虑各种管道安装后之可能条件所有在天花平面上暴露之构件，布局均按照综合平面图进行。吊顶龙骨在运输安装时，不得扔摔，碰撞。龙骨在运输安装时，不得扔摔，碰撞。龙骨应平放，防止变形。
- 各类面板不应有气泡，起皮、裂纹。缺角，污垢和图案不完整等缺陷，表面应平整，边缘应整齐，色泽应统一。
- 紧固件宜采用镀锌制品，预埋的木件应作防腐处理，凡固定铝材必须采用不锈钢紧固件。

6、安装

(1)龙骨安装

- 安装龙骨的基体质量，应符合国家标准JC/T803-2007之规定。
- 主龙骨吊点间距，应按设计推荐系列选择，中间部份应起拱，金属龙骨起拱高度应不小于房间短向跨度的1/200，主龙骨安装后应及时校正其位置和标高。
- 次龙骨应紧贴主龙骨安装。当用自攻螺钉安装板材时，板材的接缝处，必须安装在宽度不小于40mm的次龙骨上。
- 全面校正主、次龙骨的位置及水平度。连接件应错位安装，主龙骨应目测无明显弯曲，通长次龙骨连接处的对接错位偏差不得超过2mm。
- 吊杆长度超过1500mm时，吊顶内应做反向支撑或钢架转换器。

(2)准备吊顶封板和面板安装前的准备工作应符合下列规定：

- 在楼板中按设计要求设置预埋件或吊杆。
- 吊顶内的通风、水电管道等隐蔽工程应安装完毕。消防系统安装并试压完毕。
- 吊顶内的灯槽、斜撑、剪刀撑等，应根据工程情况适当布置。
- 轻型灯具应吊在主龙骨或附加龙骨上，重型灯具或其他装饰件不得与吊顶龙骨联结，应另设吊钩。并做吊挂拉拔试验，确保安装安全。
- 所有相关专业的信息点定位应该按照整齐、理性的原则，以专业施工图及装修施工图的定位为准，如有不符或遗漏，应及时通知专业设计单位，装饰施工单位必须给予积极配合，做好放线定位开孔工作，由设计单位确定后才能施工。
- 所有可见信息点的面板表面颜色应与相邻装修饰面颜色一致。

(3)板材安装

- 纸面石膏板的安装，应符合下列规定：
- 纸面石膏板的长边应沿纵向次龙骨铺设。
 - 自攻螺钉与纸面石膏板距离：面纸密封的板边以10~15mm为宜，切割的板边以15 - 20mm为宜
 - 钉距以150~170mm为宜，螺钉应与板面垂直且略埋入板面.0.5~1.0mm，并不使纸面破损。钉眼应作防锈处理并用石膏腻子抹平。
 - 拌制石膏腻子应用不含有害物质的洁净水。矿棉板的安装，应符合下列规定：
 - 施工现场湿度过大时不宜安装。
 - 安装时，板上不得安置其他材料，防止板材受压变形。提供完整的天花材料组件，这些组件应达到政府法规所规定之防火要求。

（四）、其它装饰工程部分：

- 装饰工程所涉及到的钢结构及承重部分，由专业承包商考虑结构及安全，应出具施工图，经相关部门审核后，方可施工,涉及承载及结构性的组件安装，施工单位应在不违背装饰效果的前提下进行合理的结构深化后方可实施；遇到可能产生质量及结构性隐患的安装节点大样，需施工方及时提出，在保证完成面效果的前提下合理深化后予以实施。
- 本装饰设计图必须报公安消防部门及项目当地施工图审查中心建审，获通过后方可施工。
- 凡本工程所用装饰材料的规格、型号、性能、色彩应符合装饰工程规范的质量要求，饰面材料应以设计单位提供样板为准，如由于造价和供货等原因需代替品，施工订货前需会同建设、设计等有关各方共同商定。
- 若图中有关材料名称与材料样板不符的，材料代码与中文说明不符的，以设计单位解释为准。
- 本套图纸的标注尺寸为设计控制尺寸，施工时应根据现场情况核定，不得度量图纸。
- 原建筑结构原则上装修不做调整，如确需更改，改动部分(改动涉及建筑结构)，需原建筑设计单位设计变更后，装饰方可施工。
- 本工程如有特殊声学、光学要求，需按声学、光学专业设计公司设计要求做法施工。
- 所有属于独立招标的装修配套项目应以生产厂家提供的详细安装图为准。
- 图中未说明做法的，按本说明“二、设计依据”的规范标准进行施工。
- 本说明和设计图纸具有同样效力，两者均应遵守，若两者相矛盾，甲方及施工单位应及时提出，



中城名华工程集团有限公司

ZHONG CHENG MING HUA ENGINEERING GROUP CO., LTD.

证书编号： A114014590

建筑行业（建筑工程）甲级
风景园林工程设计专项甲级
电力行业（送电工程）设计专业甲级
质量管理体系认证
ISO 9001：2015
ISO 14001：2015
ISO 45001：2018

建设单位：
珠海市第五人民医院

工程名称：
珠海市第五人民医院南水院区供应室改造工程

子项名称：

图 名：
施工图说明（三）

	姓 名	签 名
项目负责人	胡伟民	胡伟民
专业负责人	胡伟民	胡伟民
审核	胡伟民	胡伟民
校对	杨伟胤	杨伟胤
设计	许洪明	许洪明

工程编号	2026ZCMHYN-016		
设计阶段	施工图		
专业	装饰施工图	图号	施-P04
比例		日期	2025-12-31

施工图说明（三）

八、工程装饰材料部分

- （一）本工程选用的装修材料及产品,应按设计要求提供相应规格、品种、颜色、材质质量的材料和产品,并必须符合国家标准规定；由施工单位提供材料样板及相应的检测报告，经建设方、设计单位、监理单位确认后
进行封样并据此进行施工验收；进场材料应有法定文字的质量合格证明文件、规格、型号及性能的检测报告，对重要材料应有复检报告。
- （二）本工程所采用的主要材料质量要求应符合《建筑装饰装修行业最新标准法规汇编》及国家现行标准的规定；建筑装饰装修材料应符合国家有关建筑装饰装修材料有害物质限量标准的规范；
- （三）本工程所选用内装材料、隔音材料必须符合消防规范，并具有国家及当地消防部门的许可证。
- （四）装修材料应按设计要求进行防火、防锈、防腐和防虫处理；
- （五）优先使用节能、环保可改进室内空气质量及可重复、循环再生使用的产品和材料，严禁使用国家及本工程所在的省（市）明令淘汰的产品和材料；
- （六）装饰材料有害物质排放限量的参照标准为了预防和控制建筑装饰材料产生的室内环境污染，使本设计的建筑装饰工程符合新颁布的国家标准《民用建筑工程室内环境污染控制规范》GB50325--2010(2013年6月局部修订)的要求,下列物资,必须符合相应的国家强制性标准。
- 1、建筑主体材料、装饰材料：花岗石、大理石、建筑（卫生）陶瓷、石膏制品、水泥与水泥制品、砖、瓦、混凝土、混凝土预制构件、砌块、墙体保温材料、工业废渣、掺工业废渣的建筑材料及各种新型墙体材料等 必须符合；《建筑材料放射性核素限量》GB6566-2010
 - 2、人造板（胶合板、纤维板、刨花板）及其制品《人造板及其制品中甲醛释放限量》GB18580-2001 必须符合；
 - 3、室内装修用水性墙面涂料《内墙涂料中有害物质限量》18582-2008 必须符合；
 - 4、室内装修用溶剂型木器（以有机物作为溶剂）的涂料必须符合；《溶剂型木器涂料中有害物质限量》18581-2009
 - 5、室内装修的胶粘剂产品《胶粘剂中有害物质限量》18583-2008 必须符合；
 - 6、纸为基材的壁纸《壁纸中有害物的限量》GB18585-2001 必须符合；
 - 7、聚氯乙烯卷材地板《聚氯乙烯卷材地板中有害物的限量》GB18586-2001 必须符合；
 - 8、地毯、地毯衬垫及地毯胶粘剂《地毯、地毯衬垫及地毯胶粘剂有害物质释放限量》GB18587-2001 必须符合；
 - 9、室内用水性阻燃剂、防水剂、防腐剂等水性处理剂《水性处理剂有害物的限量》GB50325-2010 必须符合；
 - 10、各类木家具产品《木家具中有害物的限量》GB18584-2001 必须符合；
 - 11、若国家颁布最新相关技术规范须以最新规范为准。

九、装饰工程其他部分

- （一）本工程除设计有特殊要求外，其它各种工艺、材料均按国家规定的标准；
- （二）装修施工时,不得损伤结构构件,不得破坏砼结构构件的保护层,不得损伤砼构件的受力钢筋；
- （三）用作龙骨或预埋隐藏钢结构表面不低于 st2 级，涂刷防锈漆三度（不锈钢除外）；如遇要求高,可改为镀锌或热镀锌；
- （四）所用涂料全部采用无机乳胶漆；
- （五）家具、隔断等需做防火处理；
- （六）进行油漆工程之前，先进行油漆色板封样，征得设计师同意后方可大面积施工；
- （七）凡本工程所用装饰材料的规格、型号、性能、色彩应符合装饰工程规范的质量要求，施工订货前会同建设、设计等有关各方共同商定；

- （八）本装饰设计图必须报当地公安消防部门检审，获通过后方可施工；
- （九）本工程装饰如原建筑结构、荷载变动，需由原结构设计单位结构设计人员复核、调整、确认满足原结构设计荷载后方可施工；
- （十）本套施工图包括室内装饰施工的所有图纸中标注为木皮饰面装饰板均应专业工厂加工的饰面板且为现场安装；
- （十一）本套施工图包括室内装饰施工的所有图纸中无专门注明时，家具、软饰、灯具照明、弱电由专业公司深化设计；
- （十二）装饰工程施工中做好与设备工种协调配合工作，在保证装饰效果的前提下空调风口、消防喷淋等位置做到均衡布置，个别设备在影响整体效果时做适当调整。
- （十三）本套施工图包括室内装饰施工的所有图纸中无专门注明时，对涉及到的声学、光学、防尘、防辐射等特殊工艺的设计由专业公司深化设计；
- （十四）承担本装饰工程的施工企业应具备相应的资质，有相应有效的质量管理体系。施工单位应按审批的施工组织设计及专项施工方案施工，并对施工全过程实行质量控制；
- （十五）应严格按图施工，未经设计许可，施工中不可随意修改设计。施工中如发现图纸不详时，应及时与设计单位沟通；
- （十六）施工单位现场深化设计时，对原设计的变更或补充，均需得到设计师签字认可，必要时需要建设方和监理方的书面认可。

2025年9月25日

图例说明表（1）

弱电及电源类图例

	应 急 灯
	疏散方向牌
	安全出口牌
	监控摄像头
	半球摄像头
	监控壁挂箱 (300X400X180)
	墙面暗装网络插座
	地面暗装网络插座
	配电箱（明装）
	配电箱（暗装）
	落地配电柜（明装）
	插座箱（暗装）
	不间断电源箱（明装）


开关及插座类图例

	单联单控开关（明装）
	双联单控开关（明装）
	三联单控开关（明装）
	四联单极开关（明装）
	单极单控开关（明装）
	双极双控开关（明装）
	调光开关（明装）
	热水器开关（明装）
	二极/三极单相插座（明装）
	二极/三极带开关插座（明装）
	墙面空调插座（明装）
	地面插座（明装）
	顶面插座（明装）
	换气扇（顶面）
	检修口（顶面）
	空调

部分电料备注说明：

- 1，未标注的以图表为准，
已标注的以图纸为准。
- 2，开关及插座为2.5平方国标铜芯线，
空调为4平方国标铜芯线。
- 3，所有铜芯线根据需要穿16mm或20mm，
阻燃线管暗敷，接至配电箱内。
- 4，网络插座线穿16mm阻燃管，接至
入户弱电网络箱内。
- 5，开关安装高度为 H:1350mm
配电箱安装高度为 H:1600mm
- 6，备用插座安装高度为 H:350mm
电视及网络插座安装高度为 H:950mm
洗手盆插座安装高度为 H:1150mm
洗衣机插座安装高度为 H:1150mm
抽油烟机插座安装高度为 H:2000mm
挂式空调插座安装高度为 H:2200mm
备注：
特殊插座安装高度根据实际情况确定。

2025年9月

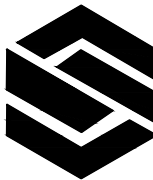

中城名华工程集团有限公司

ZHONG CHENG MING HUA ENGINEERING GROUP CO., LTD

证书编号： A114014590

建筑行业（建筑工程）甲级
风景园林工程设计专项甲级
电力行业（送电工程）设计专业甲级
质量管理体系认证
ISO 9001 ： 2015
ISO 14001 ： 2015
ISO 45001 ： 2018

建设单位：
珠海市第五人民医院

工程名称：
珠海市第五人民医院南水院区供应室改造工程

子项名称：

图 名：
图例说明（1）

	姓 名	签 名
项目负责人	胡伟民	胡伟民
专业负责人	胡伟民	胡伟民
审核	胡伟民	胡伟民
校对	杨伟胤	杨伟胤
设计	许洪明	许洪明



工程编号 2026ZCMHXN-016

设计阶段 施工图



专业	装饰施工图	图号	施-P05
比例		日期	2025-12-31

图例说明表（2）

 灯具类图例

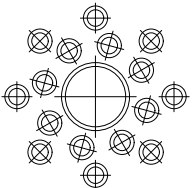	金卤灯		LED灯带
	白炽筒灯		日光灯带
	防水筒灯		明装射灯
	防水防潮防爆灯		轨道射灯
	不可调节射灯		不可调格栅射灯
	不可调节防水射灯		可调格栅射灯
	可调节射灯		吊线式格栅射灯
	可调节防水射灯		排风扇
	600X600集成灯		落地灯/台灯
	300X600集成灯		壁灯
	吸顶灯/吊线灯		紫外线灯管
			地灯
	各尺寸吊灯		水下射灯
			夜灯
			踏步灯

  给，排水类图例

	PVC50排水管（暗装）
	PVC110排水管（暗装）
	PPR20冷给水管（暗装）
	PPR20冷热给水管（暗装）
	小便器水龙头（H1200）
	拖把池水龙头（H800）
	蹲便器水龙头（H300）
	淋浴室花伞（H1050）
	不锈钢地漏（明装）
给排水管道施工说明： 1，卫生间蹲便器暗式冲洗。 2，卫生间小便器感应式冲洗。 3，给水管道选用PPR32mm主管， 选用PPR20mm冷热给水管。 4，排水管道选用PVC110mm主管， PVC蹲便110mm管道， 小便器，50m洗手盆及地漏m管道， 安装支管坡度0.026； 污水通气横支管坡度为0.01。 5，蹲便器均自带S型或P型存水弯。 6，管道安装高度特殊情况按实确定。 2025年9月	



中城名华工程集团有限公司

ZHONG CHENG MING HUA ENGINEERING GROUP CO., LTD

证书编号： A114014590

建筑行业（建筑工程）甲级
风景园林工程设计专项甲级
电力行业（送电工程）设计专业甲级
质量管理体系认证
ISO 9001：2015
ISO 14001：2015
ISO 45001：2018

建设单位：
珠海市第五人民医院


工程名称：
珠海市第五人民医院南水院区供应室改造工程

子项名称：

图 名：
图例说明（2）

	姓 名	签 名
项目负责人	胡伟民	胡伟民
专业负责人	胡伟民	胡伟民
审核	胡伟民	胡伟民
校对	杨伟胤	杨伟胤
设计	许洪明	许洪明

工程编号	2026ZCMHYN-016		
设计阶段	施工图		
专业	装饰施工图	图号	施-P06
比例		日期	2025-12-31

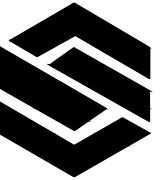

中城名华工程集团有限公司

ZHONG CHENG MING HUA ENGINEERING GROUP CO., LTD

证书编号： A114014590

建筑行业（建筑工程）甲级
风景园林工程设计专项甲级
电力行业（送电工程）设计专业甲级
质量管理体系认证
ISO 9001：2015
ISO 14001：2015
ISO 45001：2018

建设单位：
珠海市第五人民医院

工程名称：
珠海市第五人民医院南水院区供应室改造工程

子项名称：

图 名：
原始建筑结构平面图


	姓 名	签 名
项目负责人	胡伟民	胡伟民
专业负责人	胡伟民	胡伟民
审核	胡伟民	胡伟民
校对	杨伟胤	杨伟胤
设计	许洪明	许洪明

工程编号 2026ZCMHYN-016

设计阶段 施工图

专业 装饰施工图 图号 施-001

比例 日期 2025-12-31

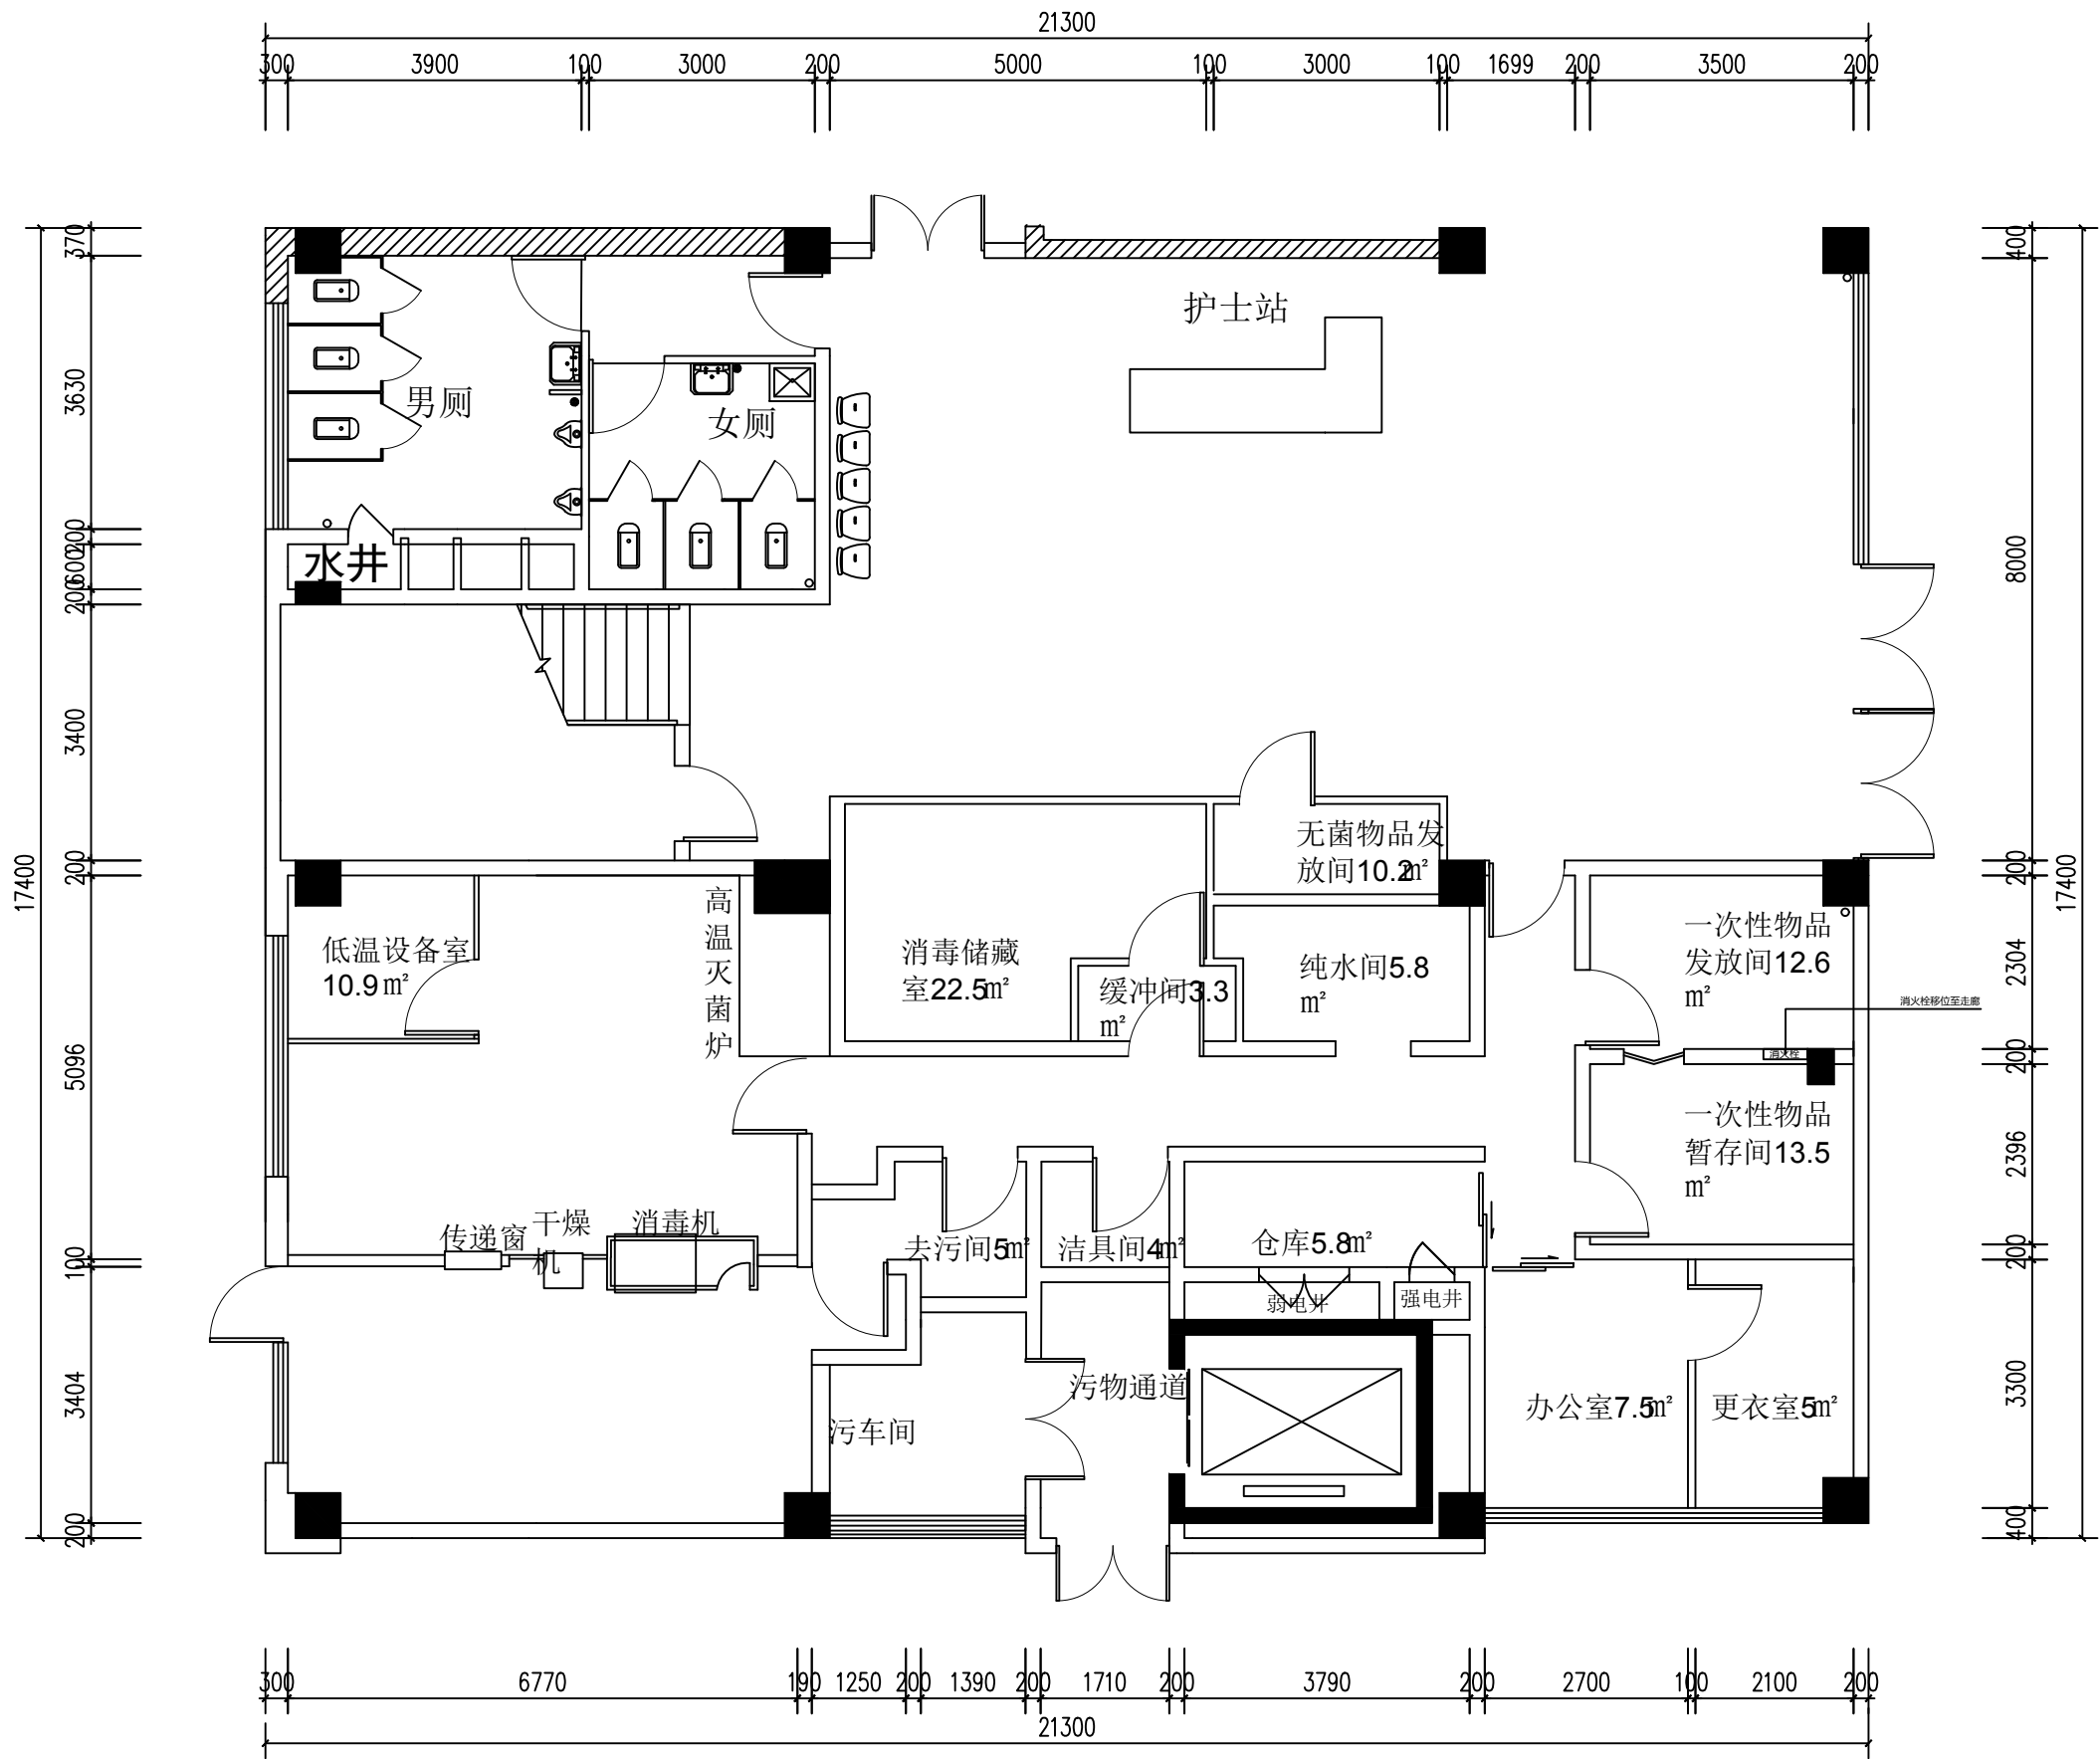



中城名华工程集团有限公司

ZHONG CHENG MING HUA ENGINEERING GROUP CO., LTD

证书编号： A114014590

建筑行业（建筑工程）甲级
风景园林工程设计专项甲级
电力行业（送电工程）设计专业甲级
质量管理体系认证
ISO 9001：2015
ISO 14001：2015
ISO 45001：2018

建设单位：
珠海市第五人民医院

工程名称：
珠海市第五人民医院南水院区供应室改造工程

子项名称：


图 名：
设备、设施拆除平面图

	姓 名	签 名
项目负责人	胡伟民	胡伟民
专业负责人	胡伟民	胡伟民
审核	胡伟民	胡伟民
校对	杨伟胤	杨伟胤
设计	许洪明	许洪明

工程编号 2026ZCMHYN-016

设计阶段 施工图

专业	装饰施工图	图号	施-002
比例		日期	2025-12-31

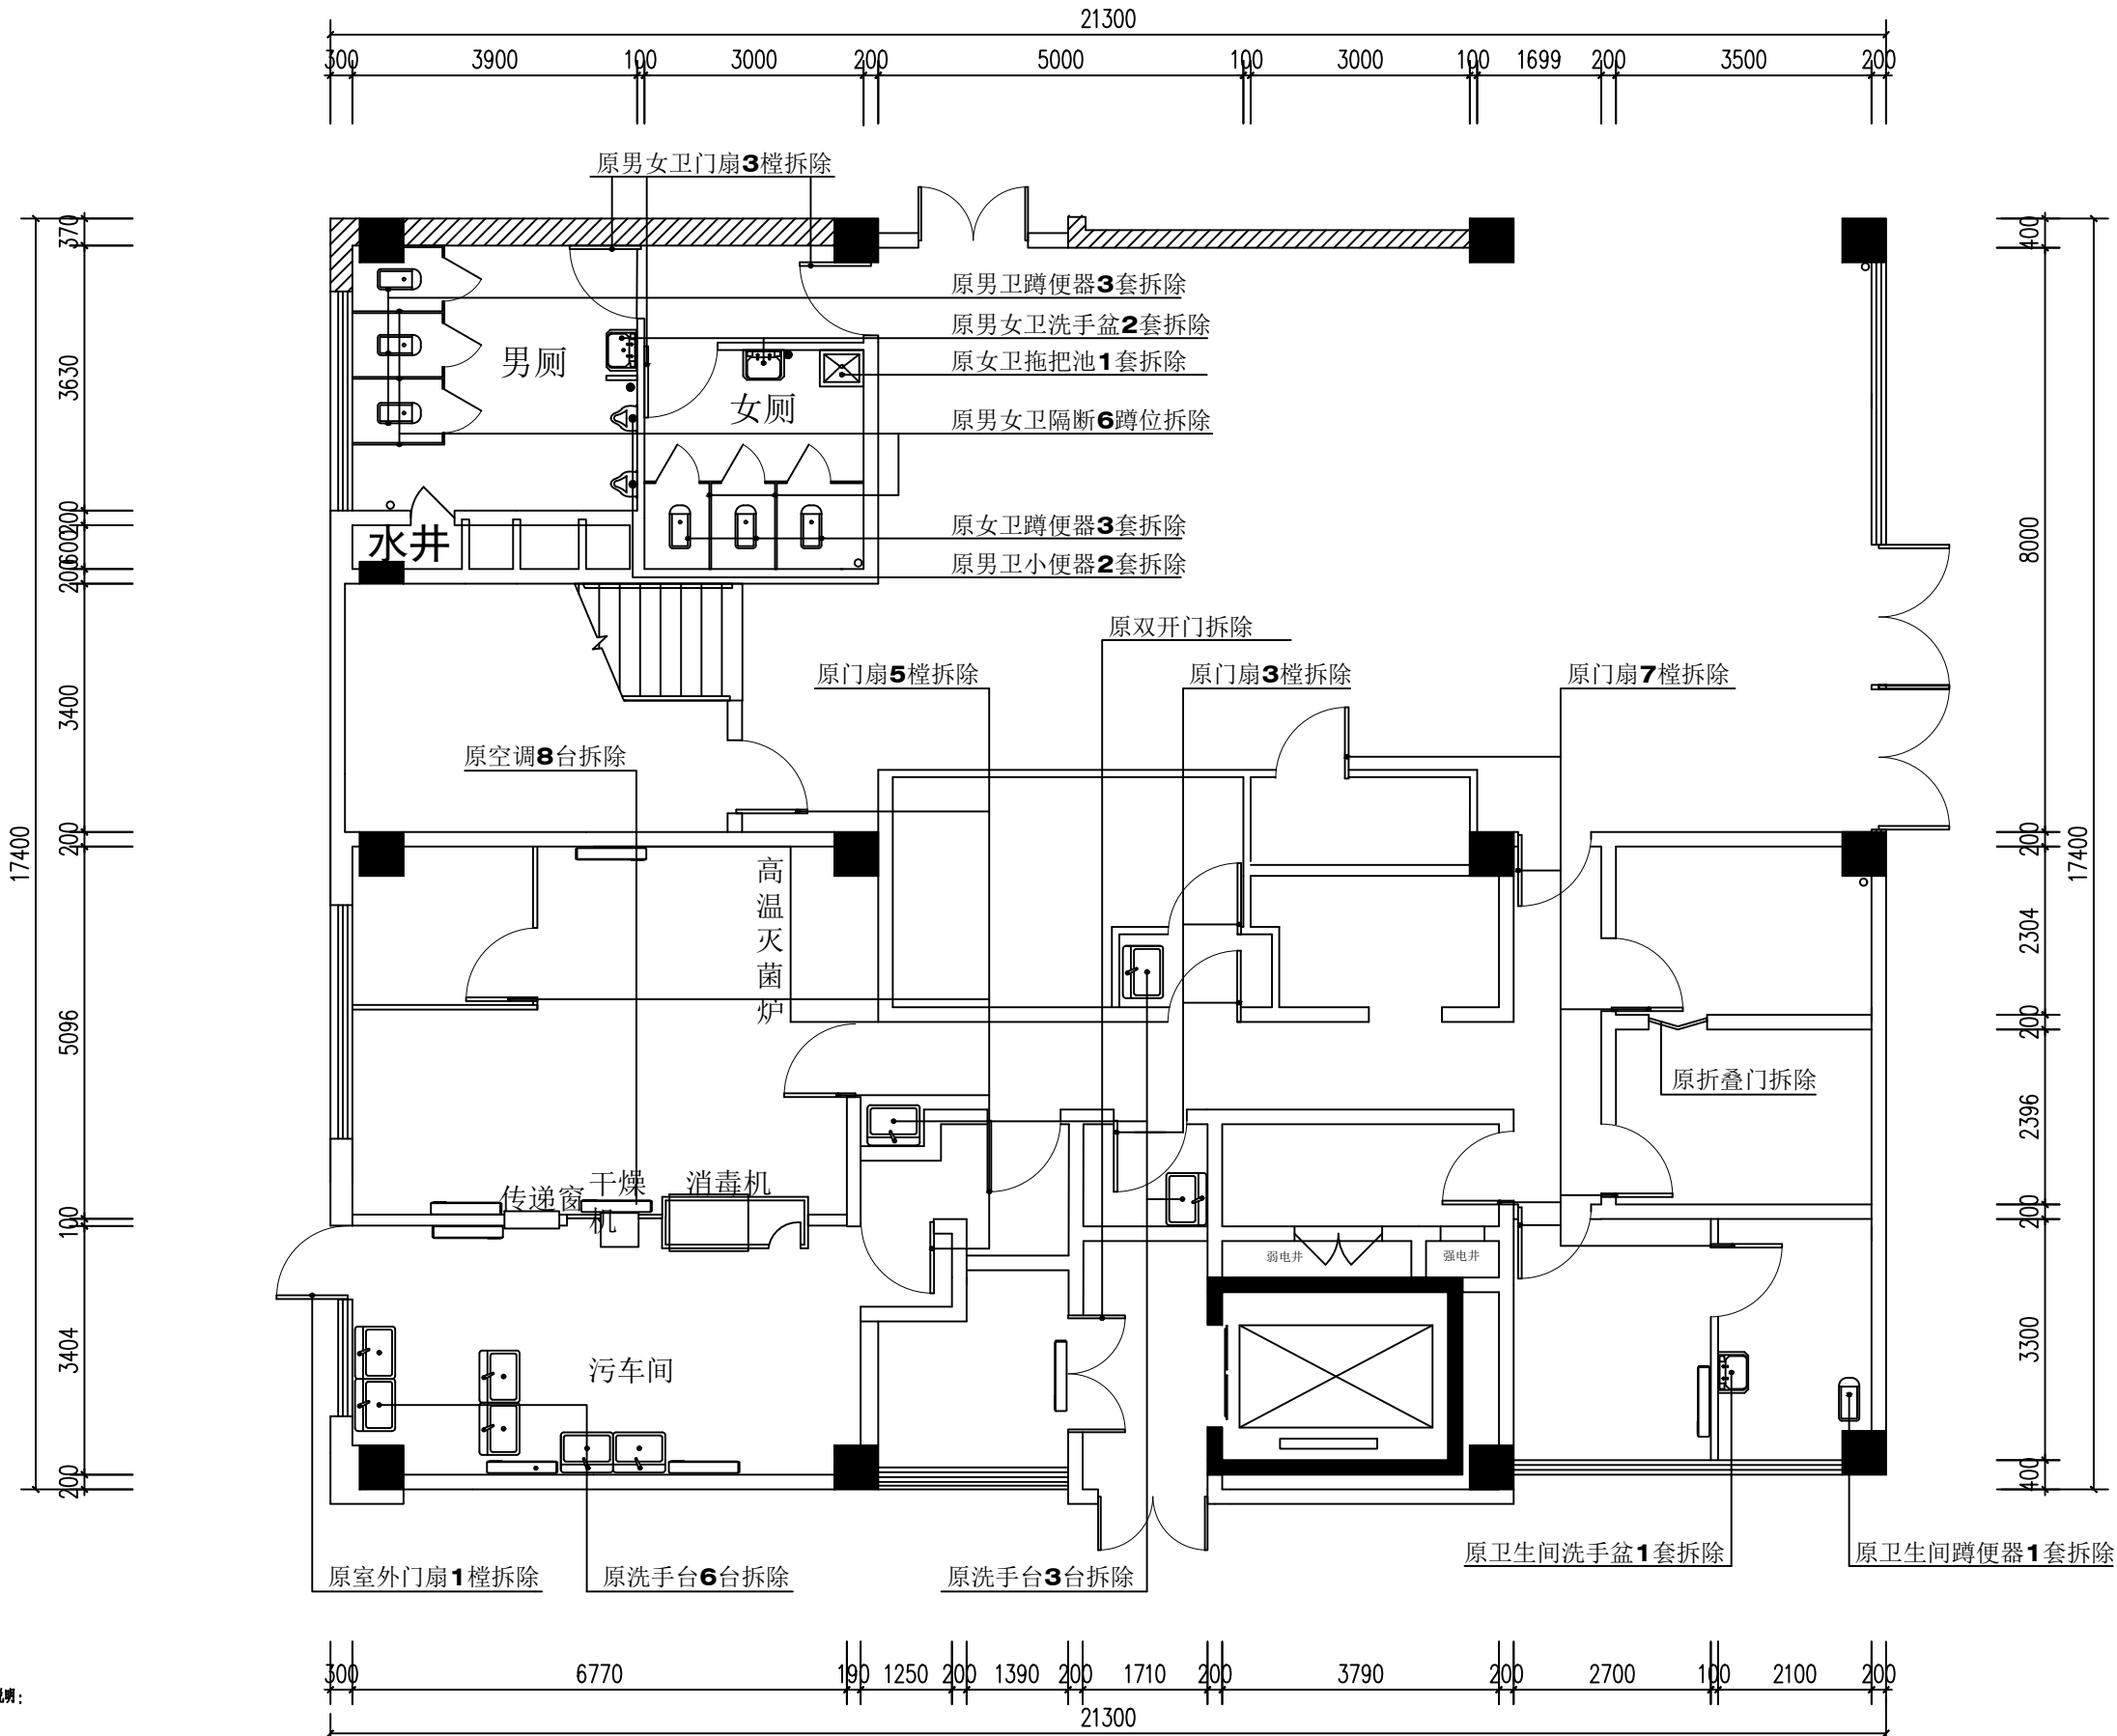

原有水电路拆除说明：

1、给排水系统：

①拆除室内所有可见及隐蔽的原有给水管，拆除至水表井/入户总阀处（具体位置现场确定）。

②拆除室内所有可见的原有排水管，拆除至主排污立管三通接口处。

2、电气系统：

①拆除室内所有原有照明、插座、空调分支线路电线。

②拆除所有对应的线槽、线管（具体位置现场确定）。

③保留：进户主电缆、室内总配电箱箱体。



中城名华工程集团有限公司

ZHONG CHENG MING HUA ENGINEERING GROUP CO., LTD

证书编号： A114014590

建筑行业（建筑工程）甲级
风景园林工程设计专项甲级
电力行业（送电工程）设计专业甲级
质量管理体系认证
ISO 9001：2015
ISO 14001：2015
ISO 45001：2018

建设单位：
珠海市第五人民医院

工程名称：
珠海市第五人民医院南水院区供应室改造工程

子项名称：

图 名：
医院原地面拆除平面图


	姓 名	签 名
项目负责人	胡伟民	胡伟民
专业负责人	胡伟民	胡伟民
审核	胡伟民	胡伟民
校对	杨伟胤	杨伟胤
设计	许洪明	许洪明

工程编号 2026ZCMHXN-016

设计阶段 施工图

专业	装饰施工图	图号	施-003
----	-------	----	-------

比例		日期	2025-12-31
----	--	----	------------

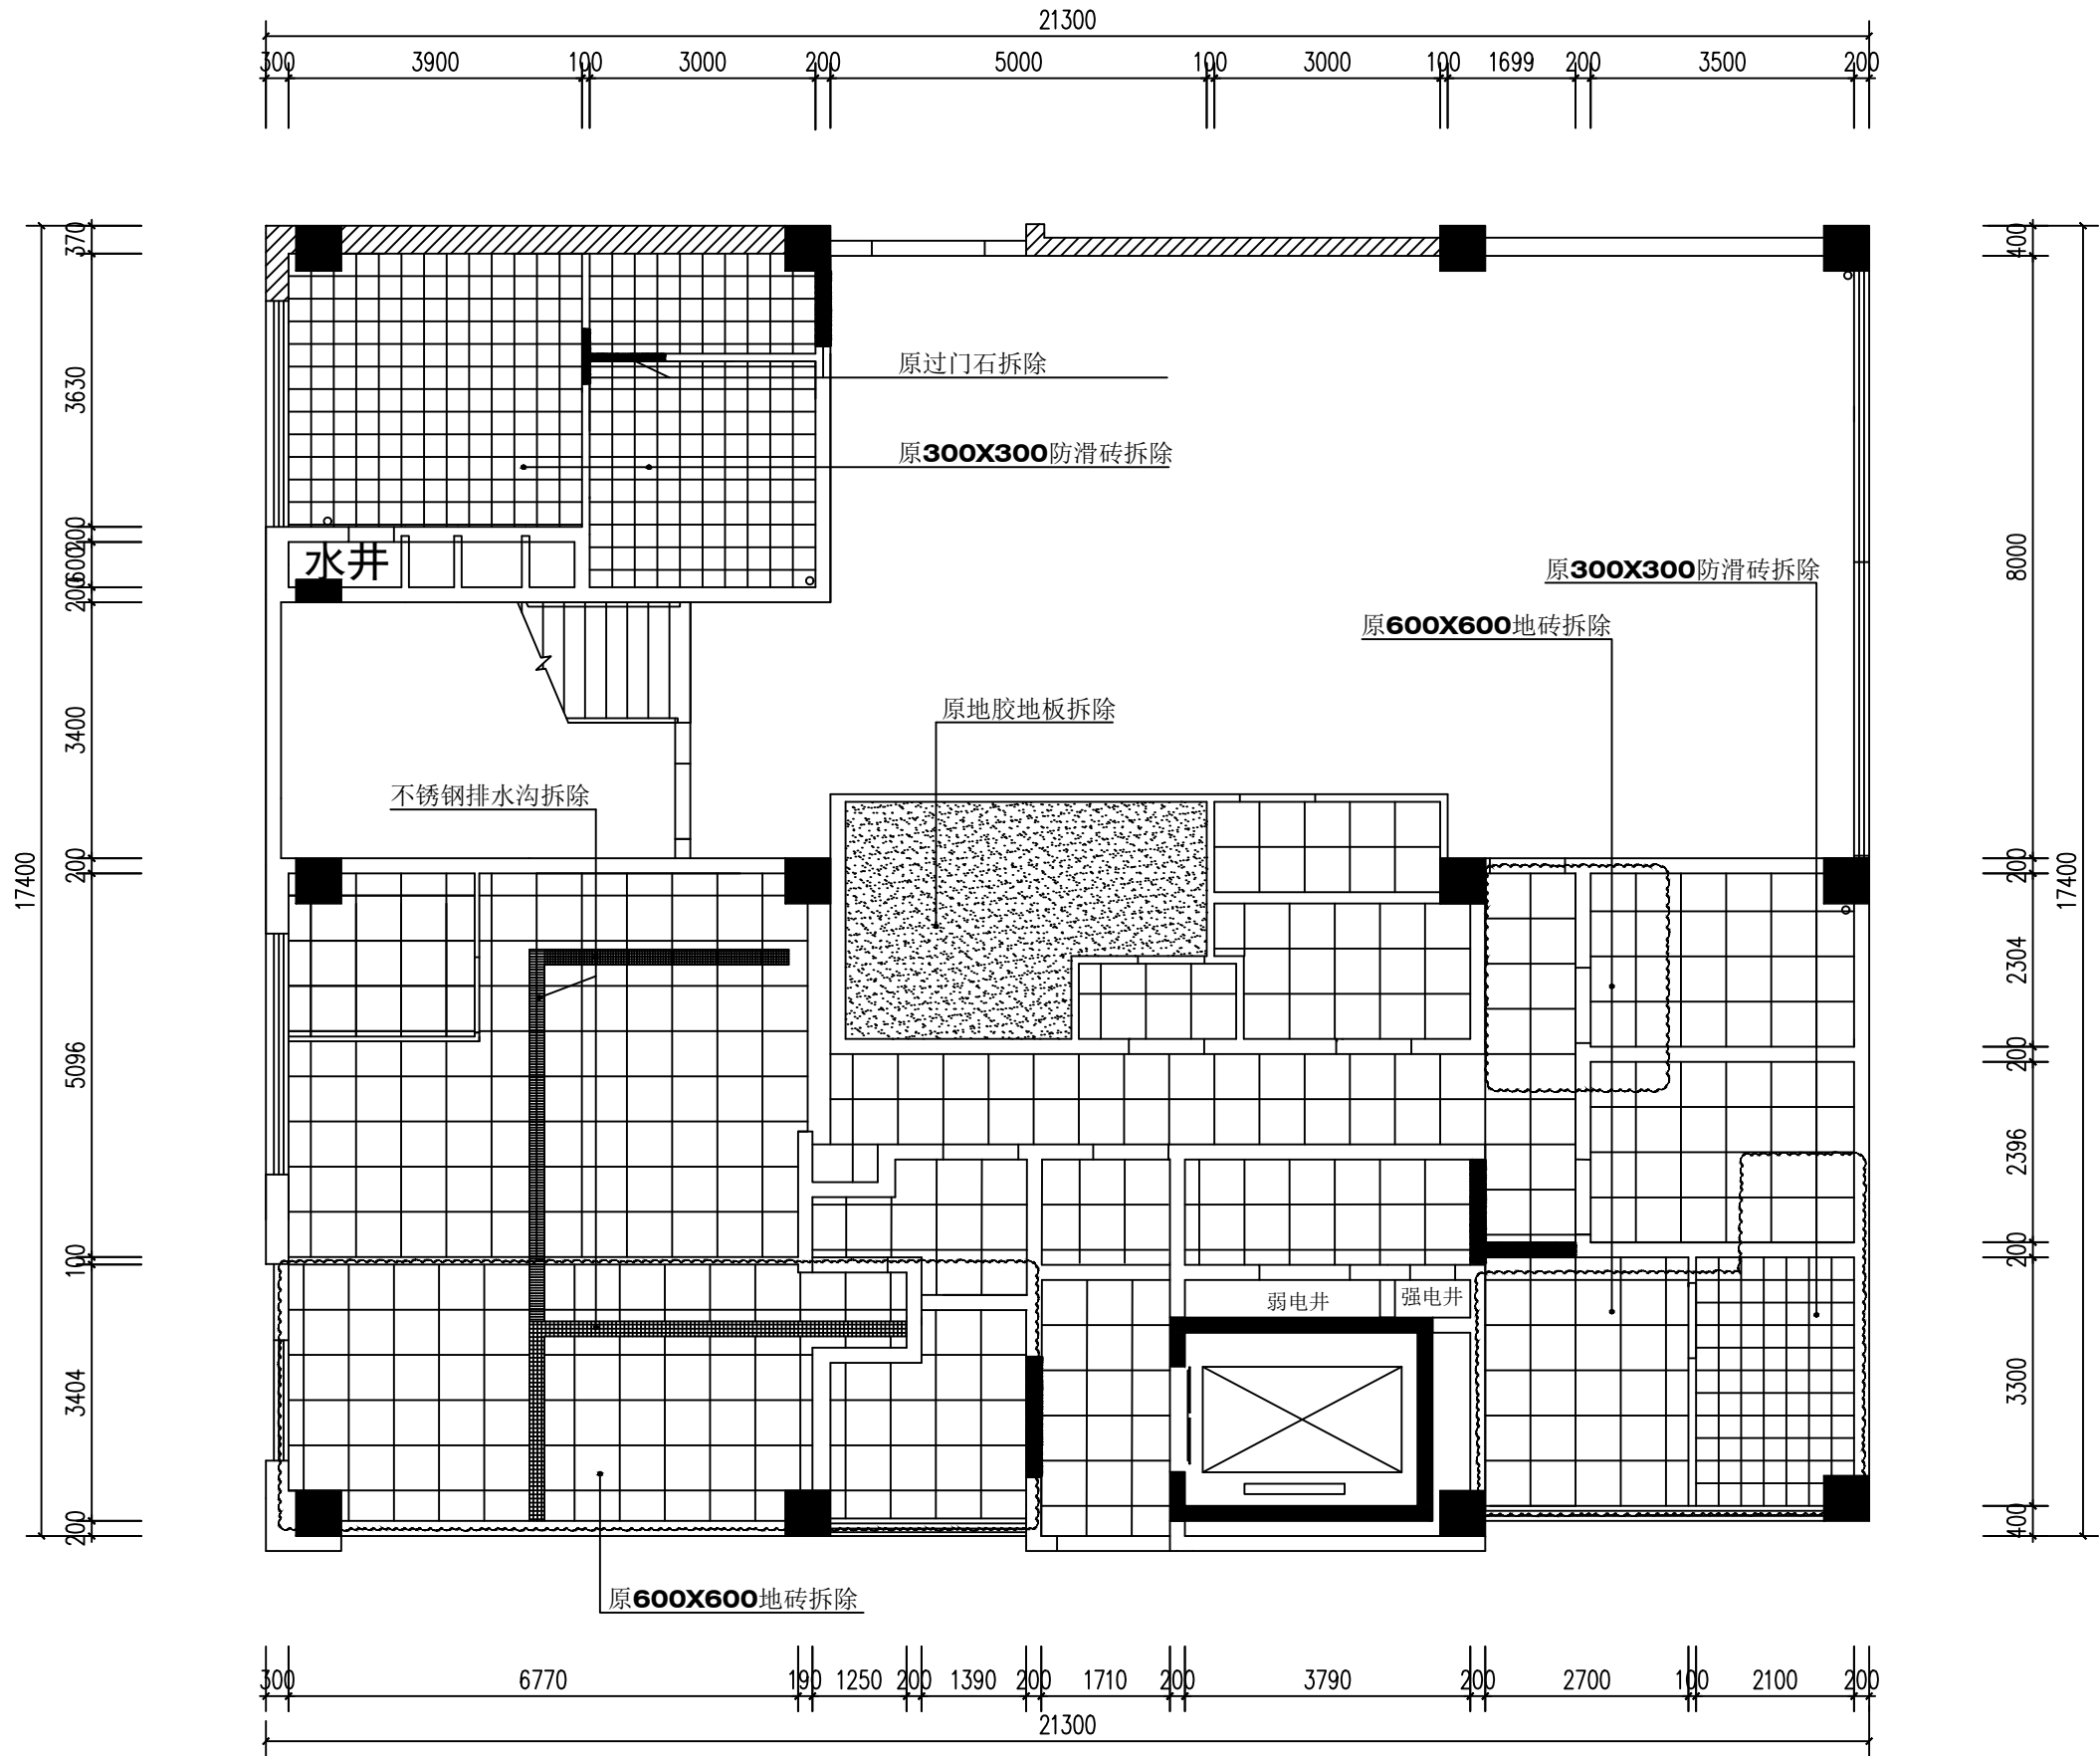



中城名华工程集团有限公司

ZHONG CHENG MING HUA ENGINEERING GROUP CO., LTD

证书编号： A114014590

建筑行业（建筑工程）甲级
风景园林工程设计专项甲级
电力行业（送电工程）设计专业甲级
质量管理体系认证
ISO 9001：2015
ISO 14001：2015
ISO 45001：2018

建设单位：
珠海市第五人民医院

工程名称：
珠海市第五人民医院南水院区供应室改造工程

子项名称：

图 名：
医院原天棚拆除平面图


	姓 名	签 名
项目负责人	胡伟民	胡伟民
专业负责人	胡伟民	胡伟民
审核	胡伟民	胡伟民
校对	杨伟胤	杨伟胤
设计	许洪明	许洪明

工程编号 2026ZCMHYN-016

设计阶段 施工图

专业	装饰施工图	图号	施-004
----	-------	----	-------

比例		日期	2025-12-31
----	--	----	------------

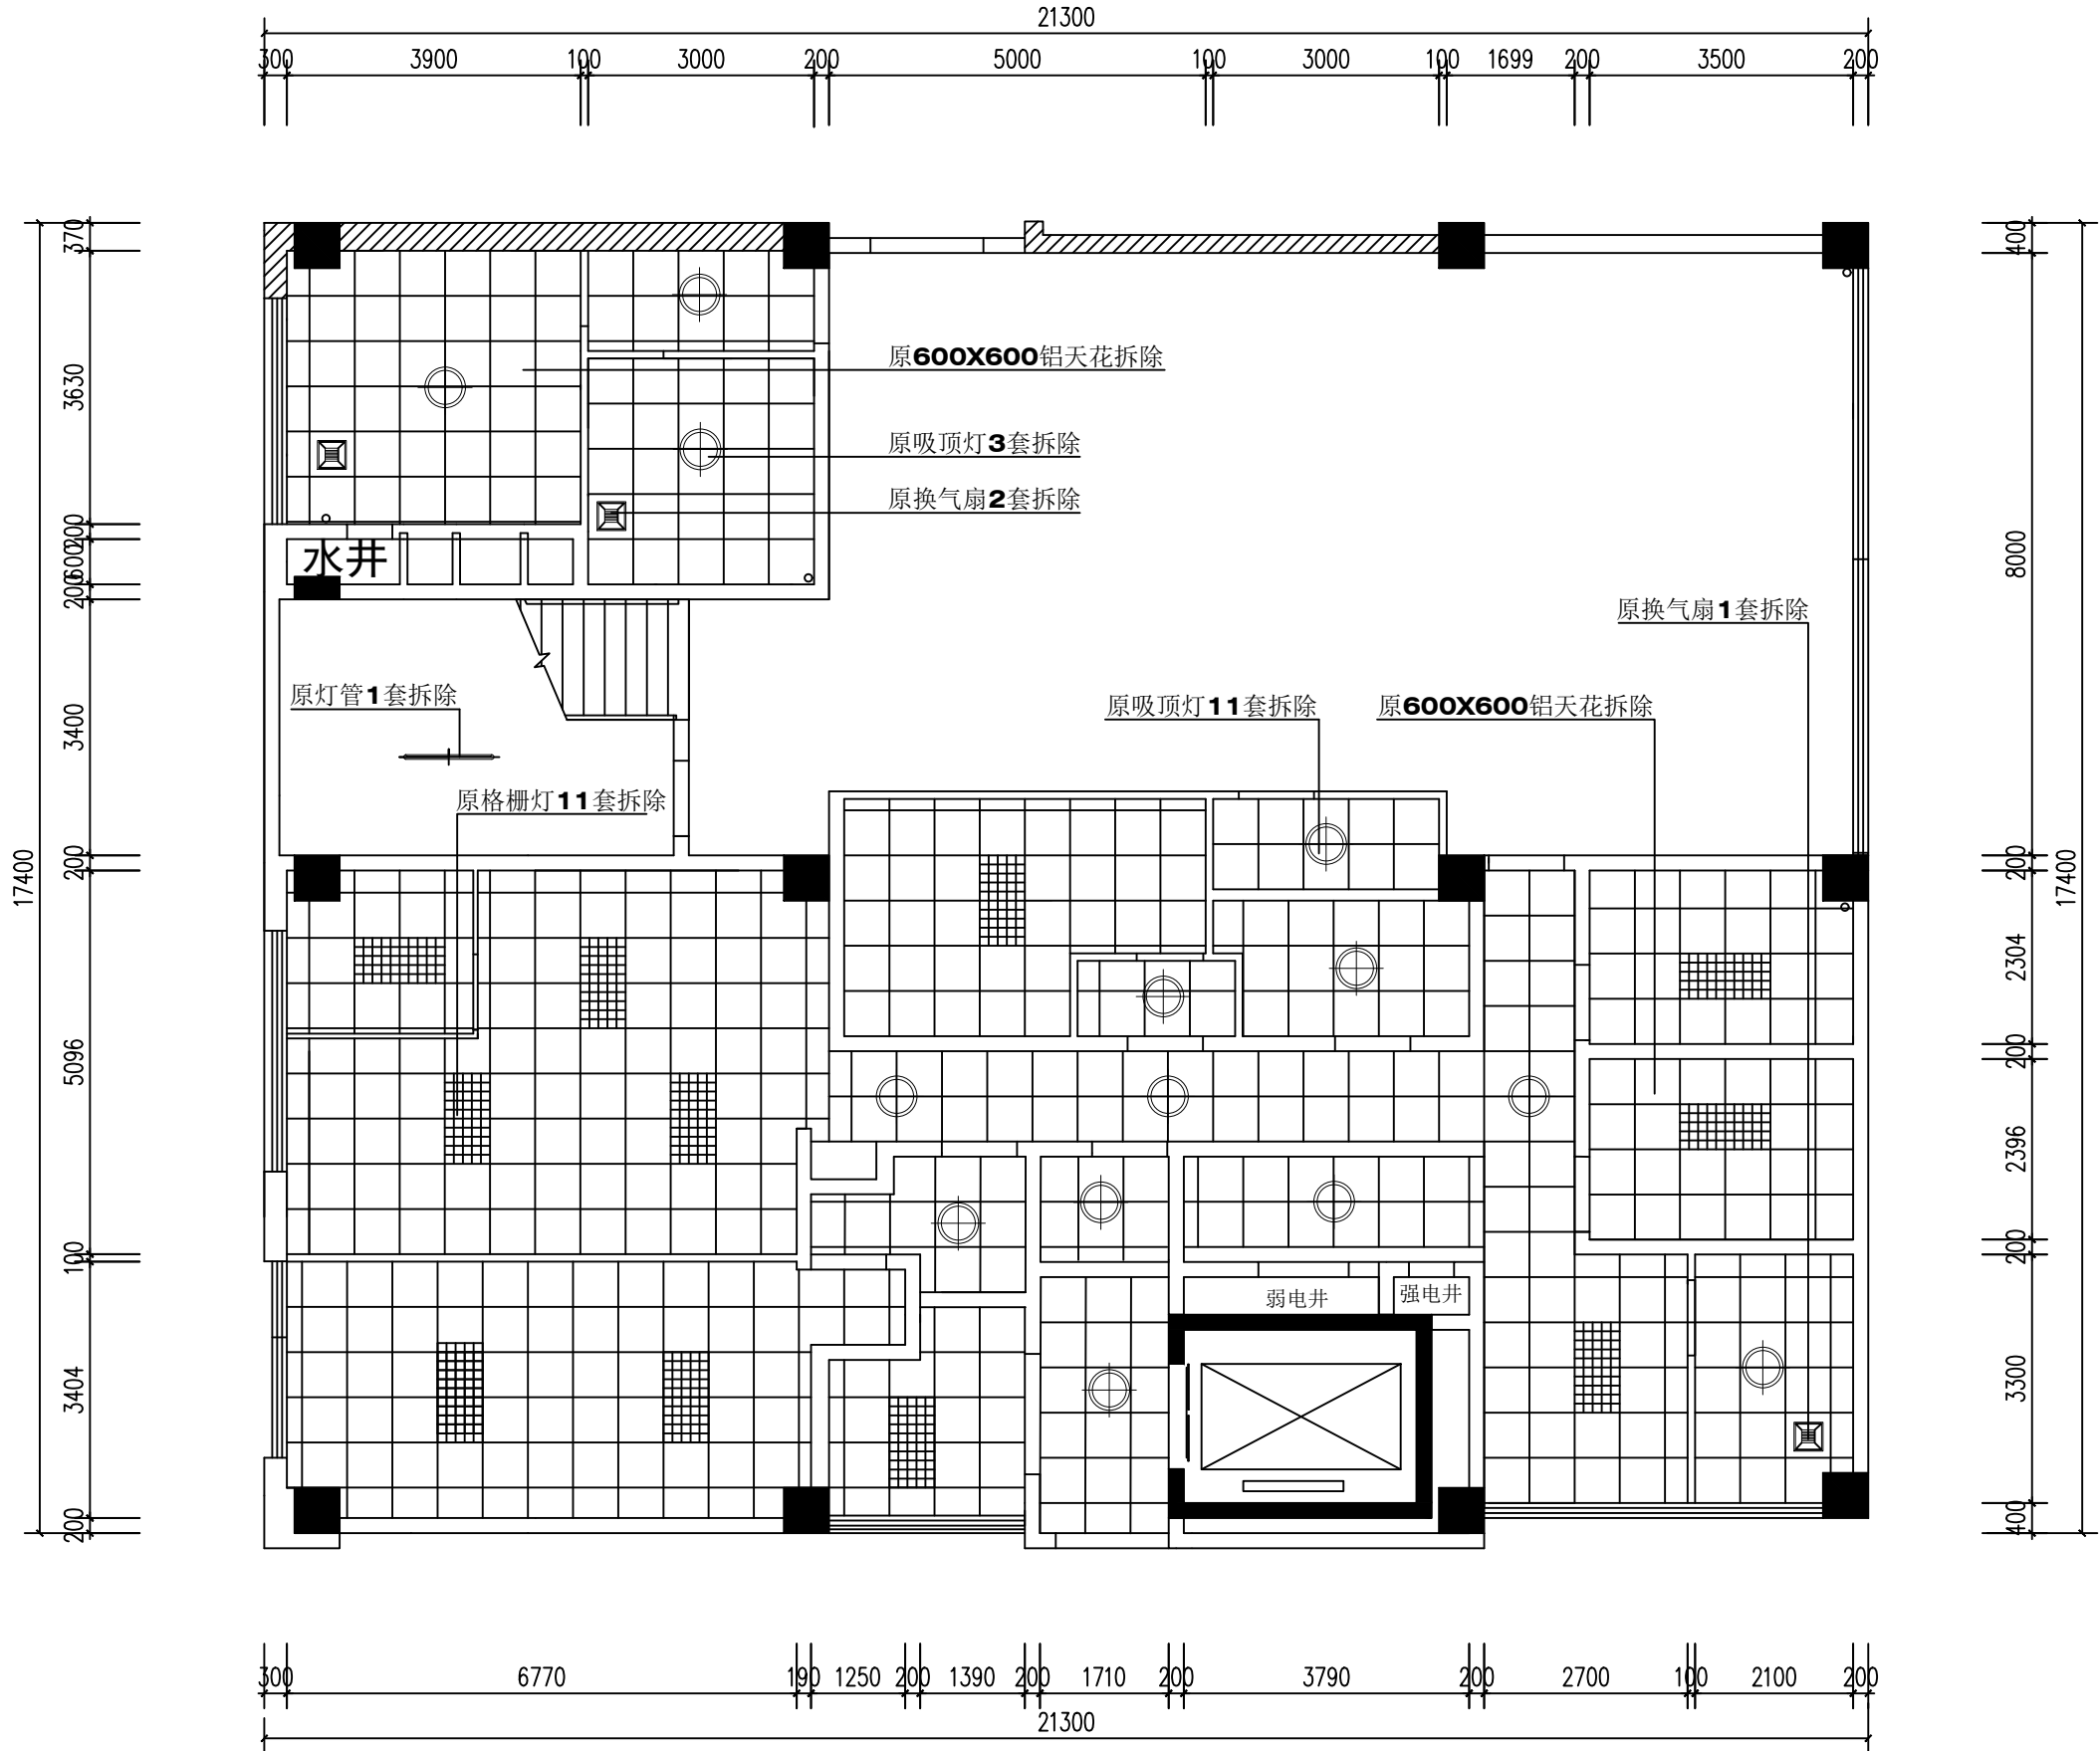

原有水电管线拆除说明：

1、给排水系统：

① 拆除室内所有可见及隐蔽的原有给水管，拆除至水表井/入户总阀处（具体位置现场确定）。


② 拆除室内所有可见的原有排水管，拆除至主排污立管三通接口处。

2、电气系统：

① 拆除室内所有原有照明、插座、空调分支线路电线。

② 拆除所有对应的线槽、线管（具体位置现场确定）。

③ 保留：进户主电缆、室内总配电箱箱体。

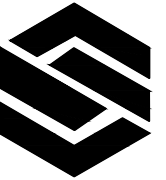

中城名华工程集团有限公司

ZHONG CHENG MING HUA ENGINEERING GROUP CO., LTD

证书编号： A114014590

建筑行业（建筑工程）甲级
风景园林工程设计专项甲级
电力行业（送电工程）设计专业甲级
质量管理体系认证
ISO 9001：2015
ISO 14001：2015
ISO 45001：2018

建设单位：
珠海市第五人民医院

工程名称：
珠海市第五人民医院南水院区供应室改造工程

子项名称：

图 名：
医院原墙体拆除平面图


	姓 名	签 名
项目负责人	胡伟民	胡伟民
专业负责人	胡伟民	胡伟民
审核	胡伟民	胡伟民
校对	杨伟胤	杨伟胤
设计	许洪明	许洪明

工程编号 2026ZCMHYN-016

设计阶段 施工图

专业	装饰施工图	图号	施-005
----	-------	----	-------

比例		日期	2025-12-31
----	--	----	------------

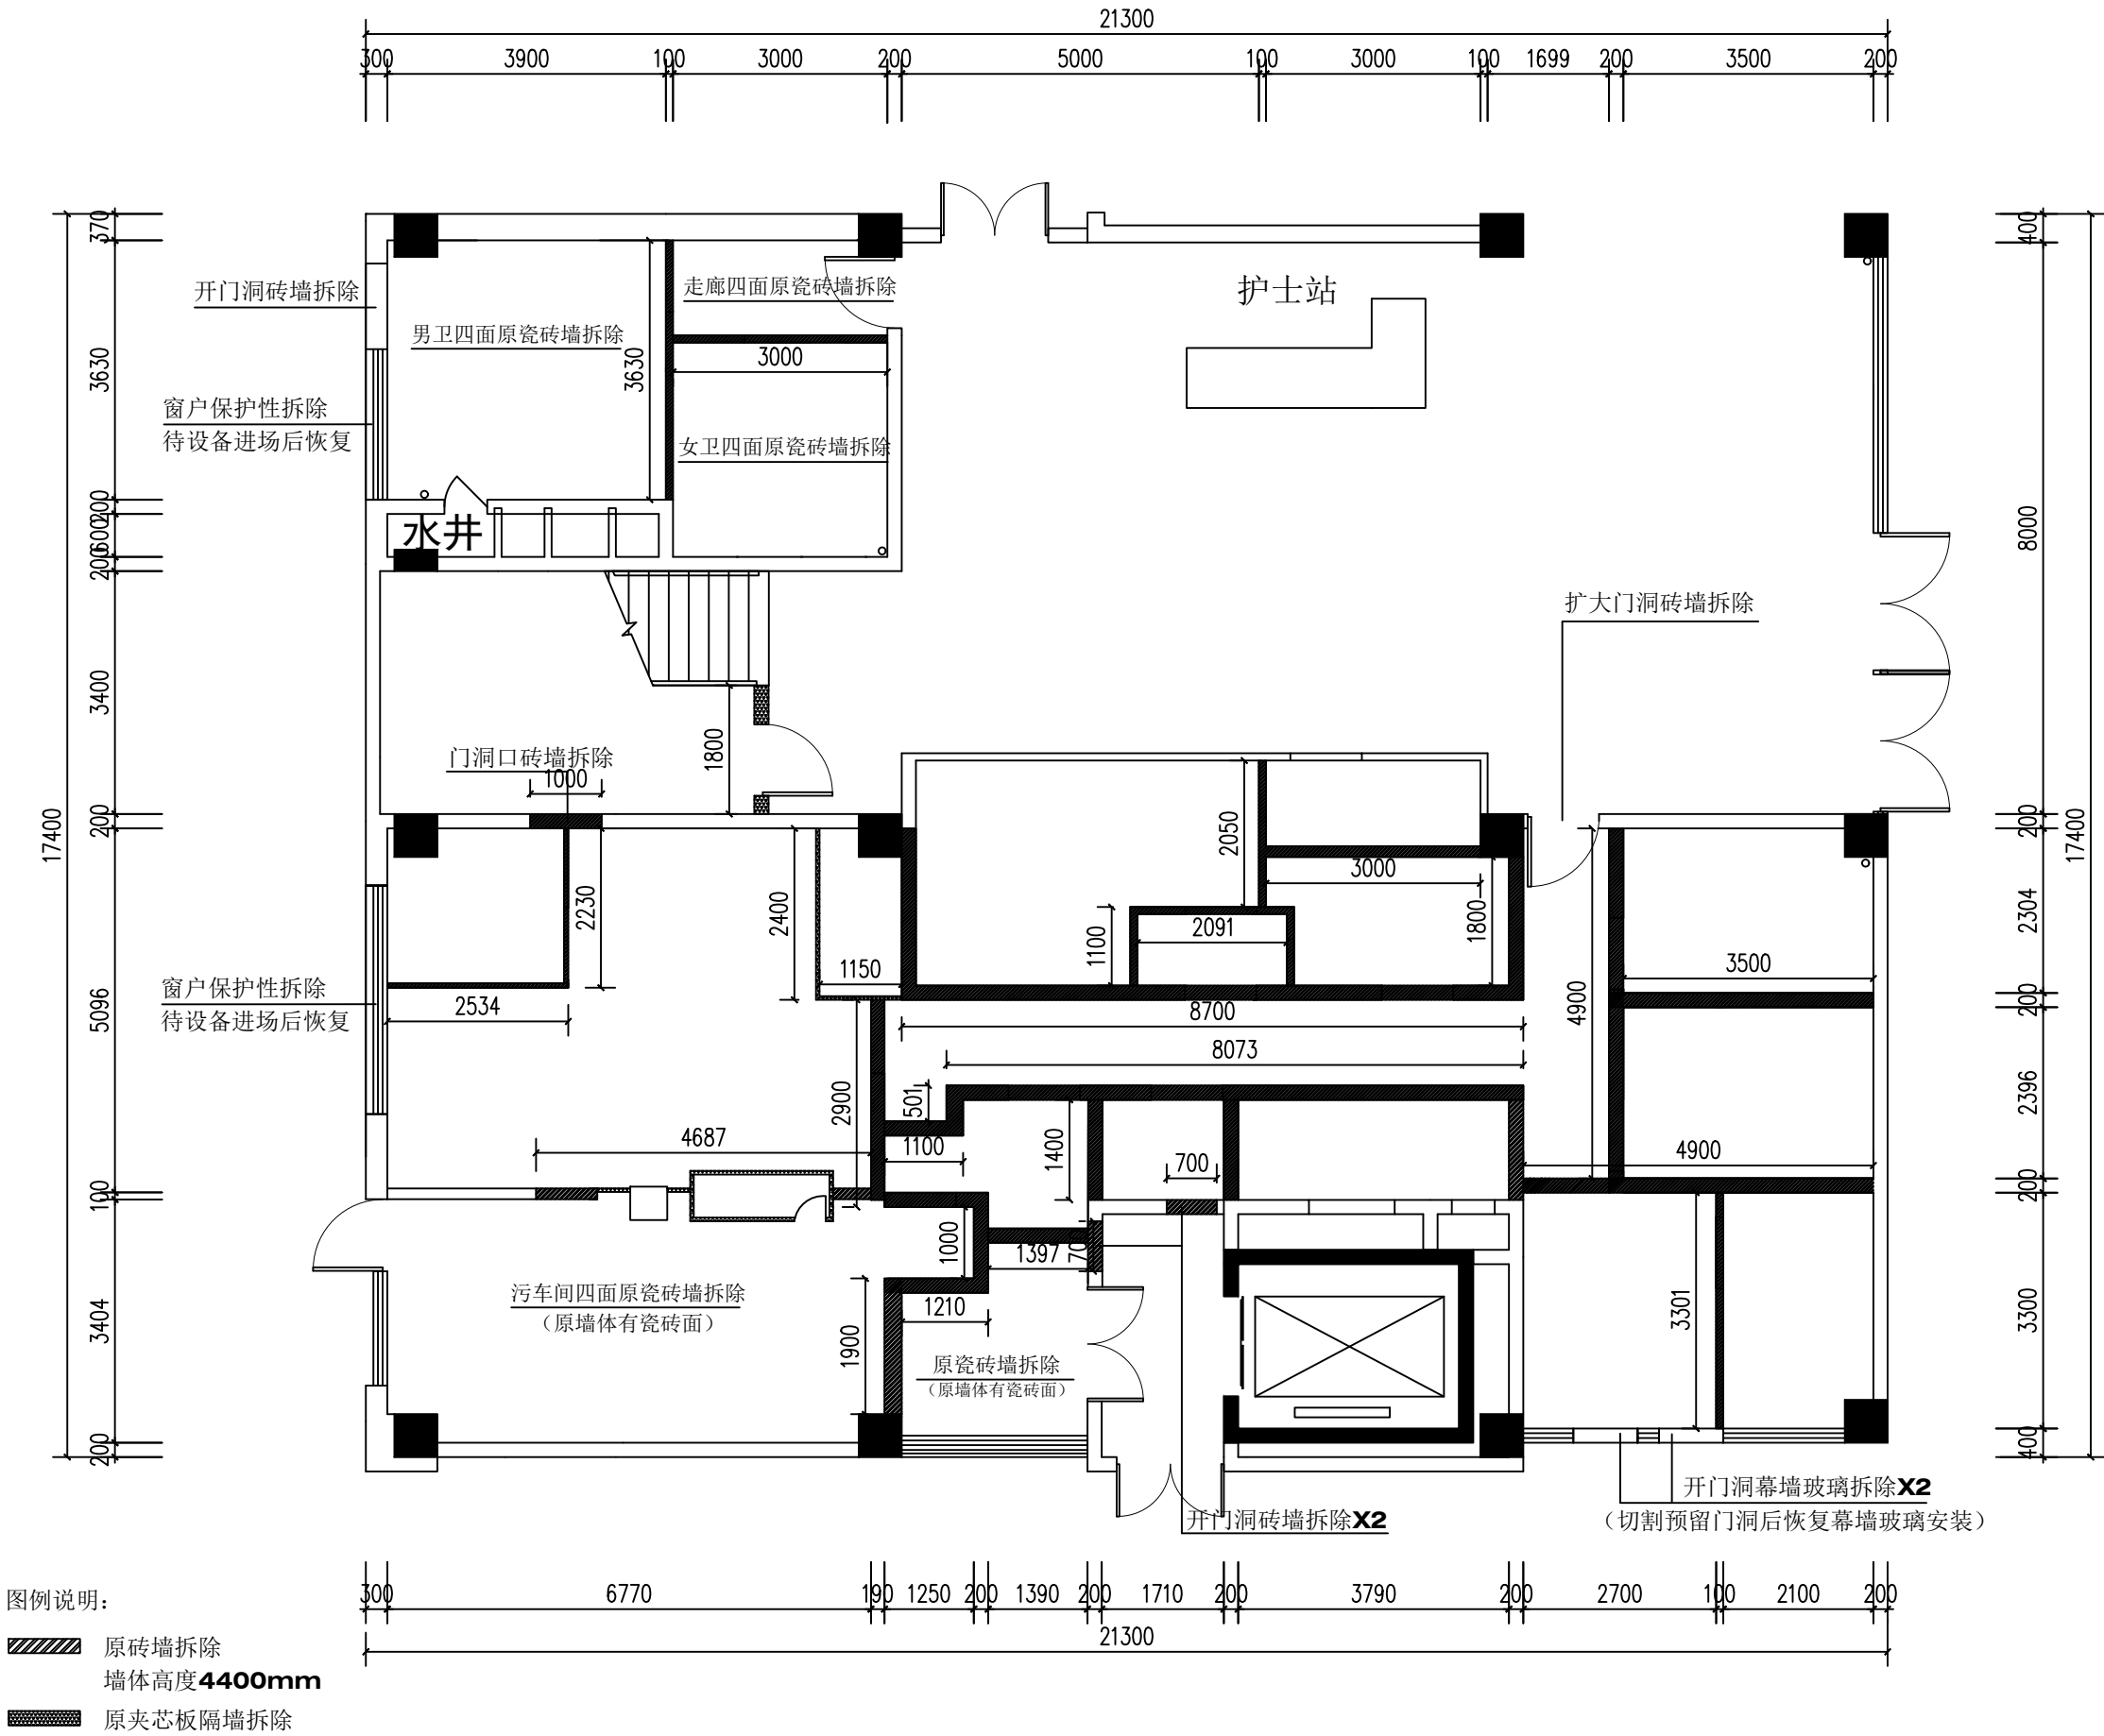



中城名华工程集团有限公司

ZHONG CHENG MING HUA ENGINEERING GROUP CO., LTD

证书编号： A114014590

建筑行业（建筑工程）甲级
风景园林工程设计专项甲级
电力行业（送电工程）设计专业甲级
质量管理体系认证
ISO 9001：2015
ISO 14001：2015
ISO 45001：2018

建设单位：
珠海市第五人民医院

工程名称：
珠海市第五人民医院南水院区供应室改造工程

子项名称：

图 名：
医院原墙体拆除平面图

	姓 名	签 名
项目负责人	胡伟民	胡伟民
专业负责人	胡伟民	胡伟民
审核	胡伟民	胡伟民
校对	杨伟胤	杨伟胤
设计	许洪明	许洪明

工程编号 2026ZCMHYN-016

设计阶段 施工图

专业	装饰施工图	图号	施-005
比例		日期	2025-12-31

序号	拆除项目内容	单位	工程量	序号	拆除项目内容	单位	工程量
1	蹲便器	套	7	21	地砖	平方米	82.2
2	洗手台	套	3	22	地胶	平方米	13.6
3	拖把池	套	1	23	不锈钢排水沟	米	16
4	小便器	套	2	24	墙体开门洞	平方米	13.5
5	110排水管	米	13	25	门	樘	22
6	50排水管	米	59.3	26	窗保护性拆除	樘	2 (14.3 m²)
7	25给水管	米	61	27	卫生间隔断	平方米	23.5
8	32给水管	米	5.5	28	陶瓷立柱洗手盆	套	5
9	40给水管	米	16	29	不锈钢双槽清洗池	组	3
10	50给水管	米	22.6	30	不锈钢单槽清洗池	组	1
				31	铝扣板吊顶	平方米	196
11	吸顶灯	套	14	32	砖墙	平方米	320.5
12	换气扇	套	3	33	夹芯板隔墙	平方米	50.7
13	通风管道	平方米	7.3	34	墙面瓷砖	平方米	331.2
14	灯管	套	1	35	幕墙玻璃(切割预	平方米	8.1
15	格栅灯	套	11		留门洞后恢复安装)		
16	空调(1.5P挂机)	套	8				
17	电线	米	1978.4				
18	线槽	米	683.7				
19	插座	个	50				
20	开关	个	23				



中城名华工程集团有限公司

ZHONG CHENG MING HUA ENGINEERING GROUP CO., LTD

证书编号： A114014590

建筑行业（建筑工程）甲级
风景园林工程设计专项甲级
电力行业（送电工程）设计专业甲级
质量管理体系认证
ISO 9001：2015
ISO 14001：2015
ISO 45001：2018

建设单位：
珠海市第五人民医院

工程名称：
珠海市第五人民医院南水院区供应室改造工程

子项名称：

图 名：
医院装饰布置平面图


	姓 名	签 名
项目负责人	胡伟民	胡伟民
专业负责人	胡伟民	胡伟民
审核	胡伟民	胡伟民
校对	杨伟胤	杨伟胤
设计	许洪明	许洪明

工程编号 2026ZCMHYN-016

设计阶段 施工图

专业 装饰施工图 图号 施-006

比例 日期 2025-12-31

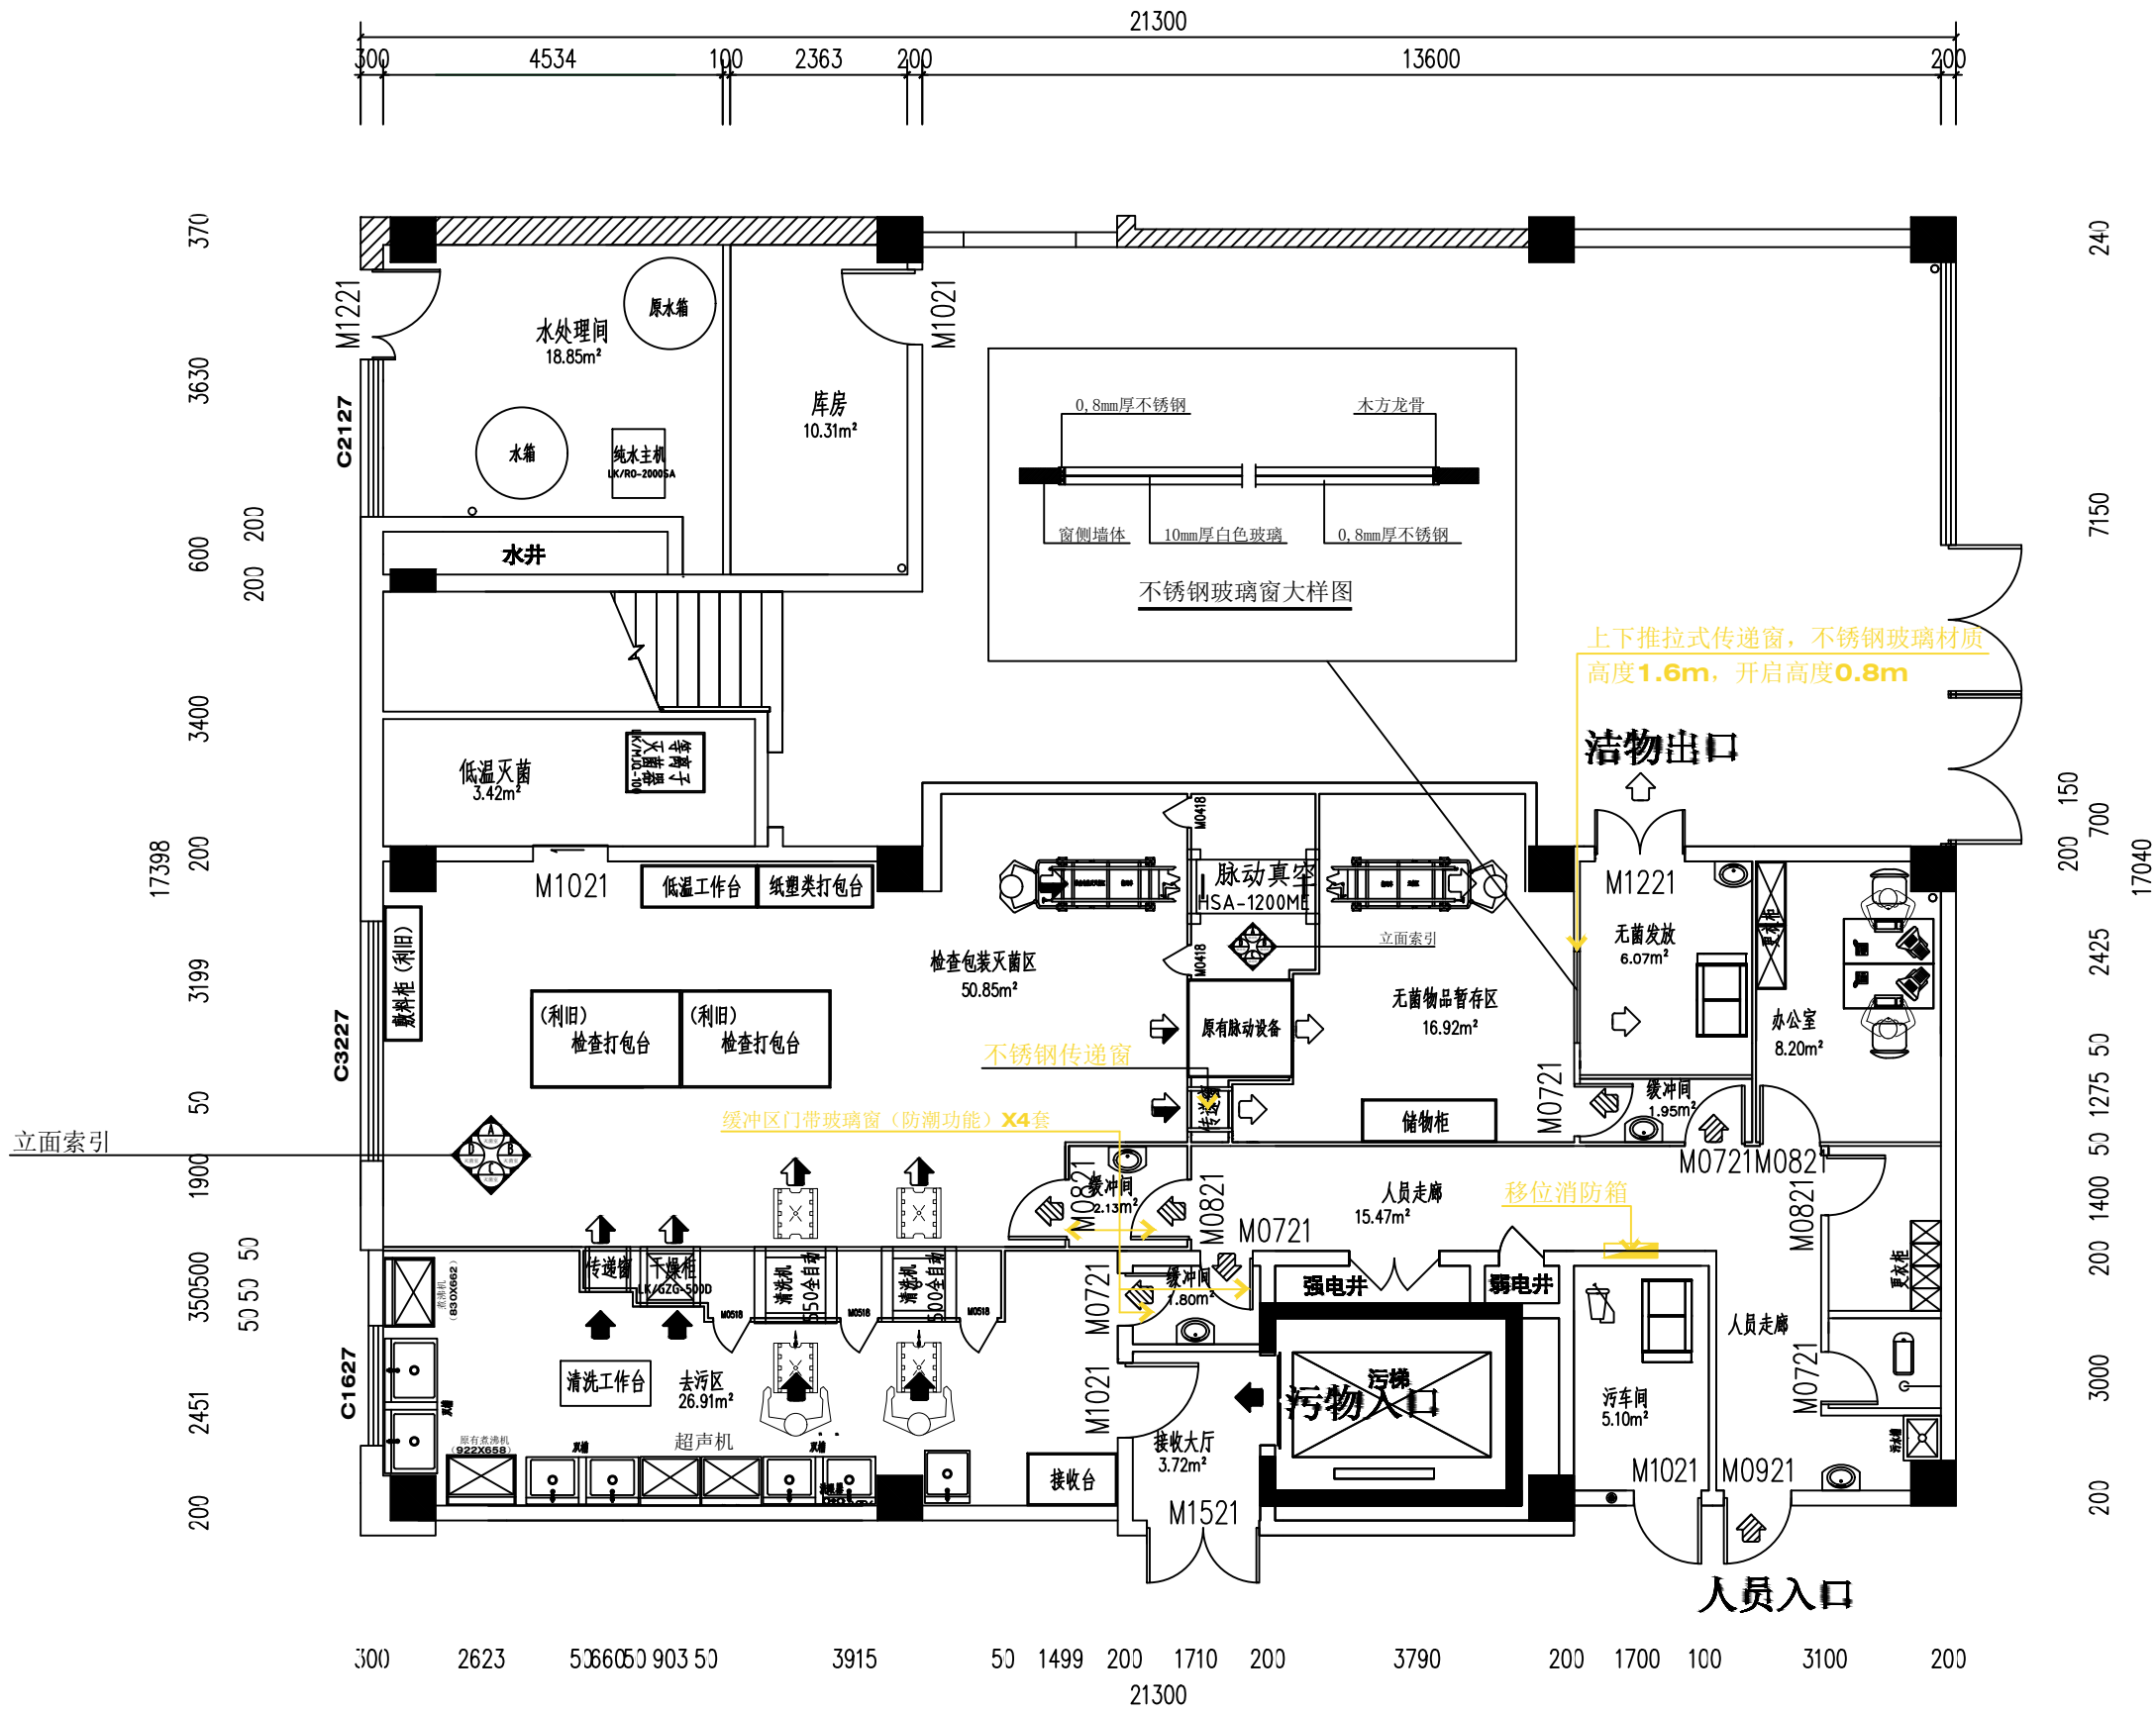

备注：所有室内门全部更新，玻镁板隔断墙体为单开净化门，砌筑墙体碳晶板木门。
外墙用铝合金边框钢化玻璃门。



中城名华工程集团有限公司

ZHONG CHENG MING HUA ENGINEERING GROUP CO., LTD

证书编号： A114014590

建筑行业（建筑工程）甲级
风景园林工程设计专项甲级
电力行业（送电工程）设计专业甲级

质量管理体系认证

ISO 9001：2015
ISO 14001：2015
ISO 45001：2018

建设单位：
珠海市第五人民医院

工程名称：
珠海市第五人民医院南水院区供应室改造工程

子项名称：

图 名：
医院新建墙体平面图


	姓 名	签 名
项目负责人	胡伟民	胡伟民
专业负责人	胡伟民	胡伟民
审核	胡伟民	胡伟民
校对	杨伟胤	杨伟胤
设计	许洪明	许洪明

工程编号 2026ZCMHXN-016

设计阶段 施工图

专业	装饰施工图	图号	施-007
----	-------	----	-------

比例		日期	2025-12-31
----	--	----	------------

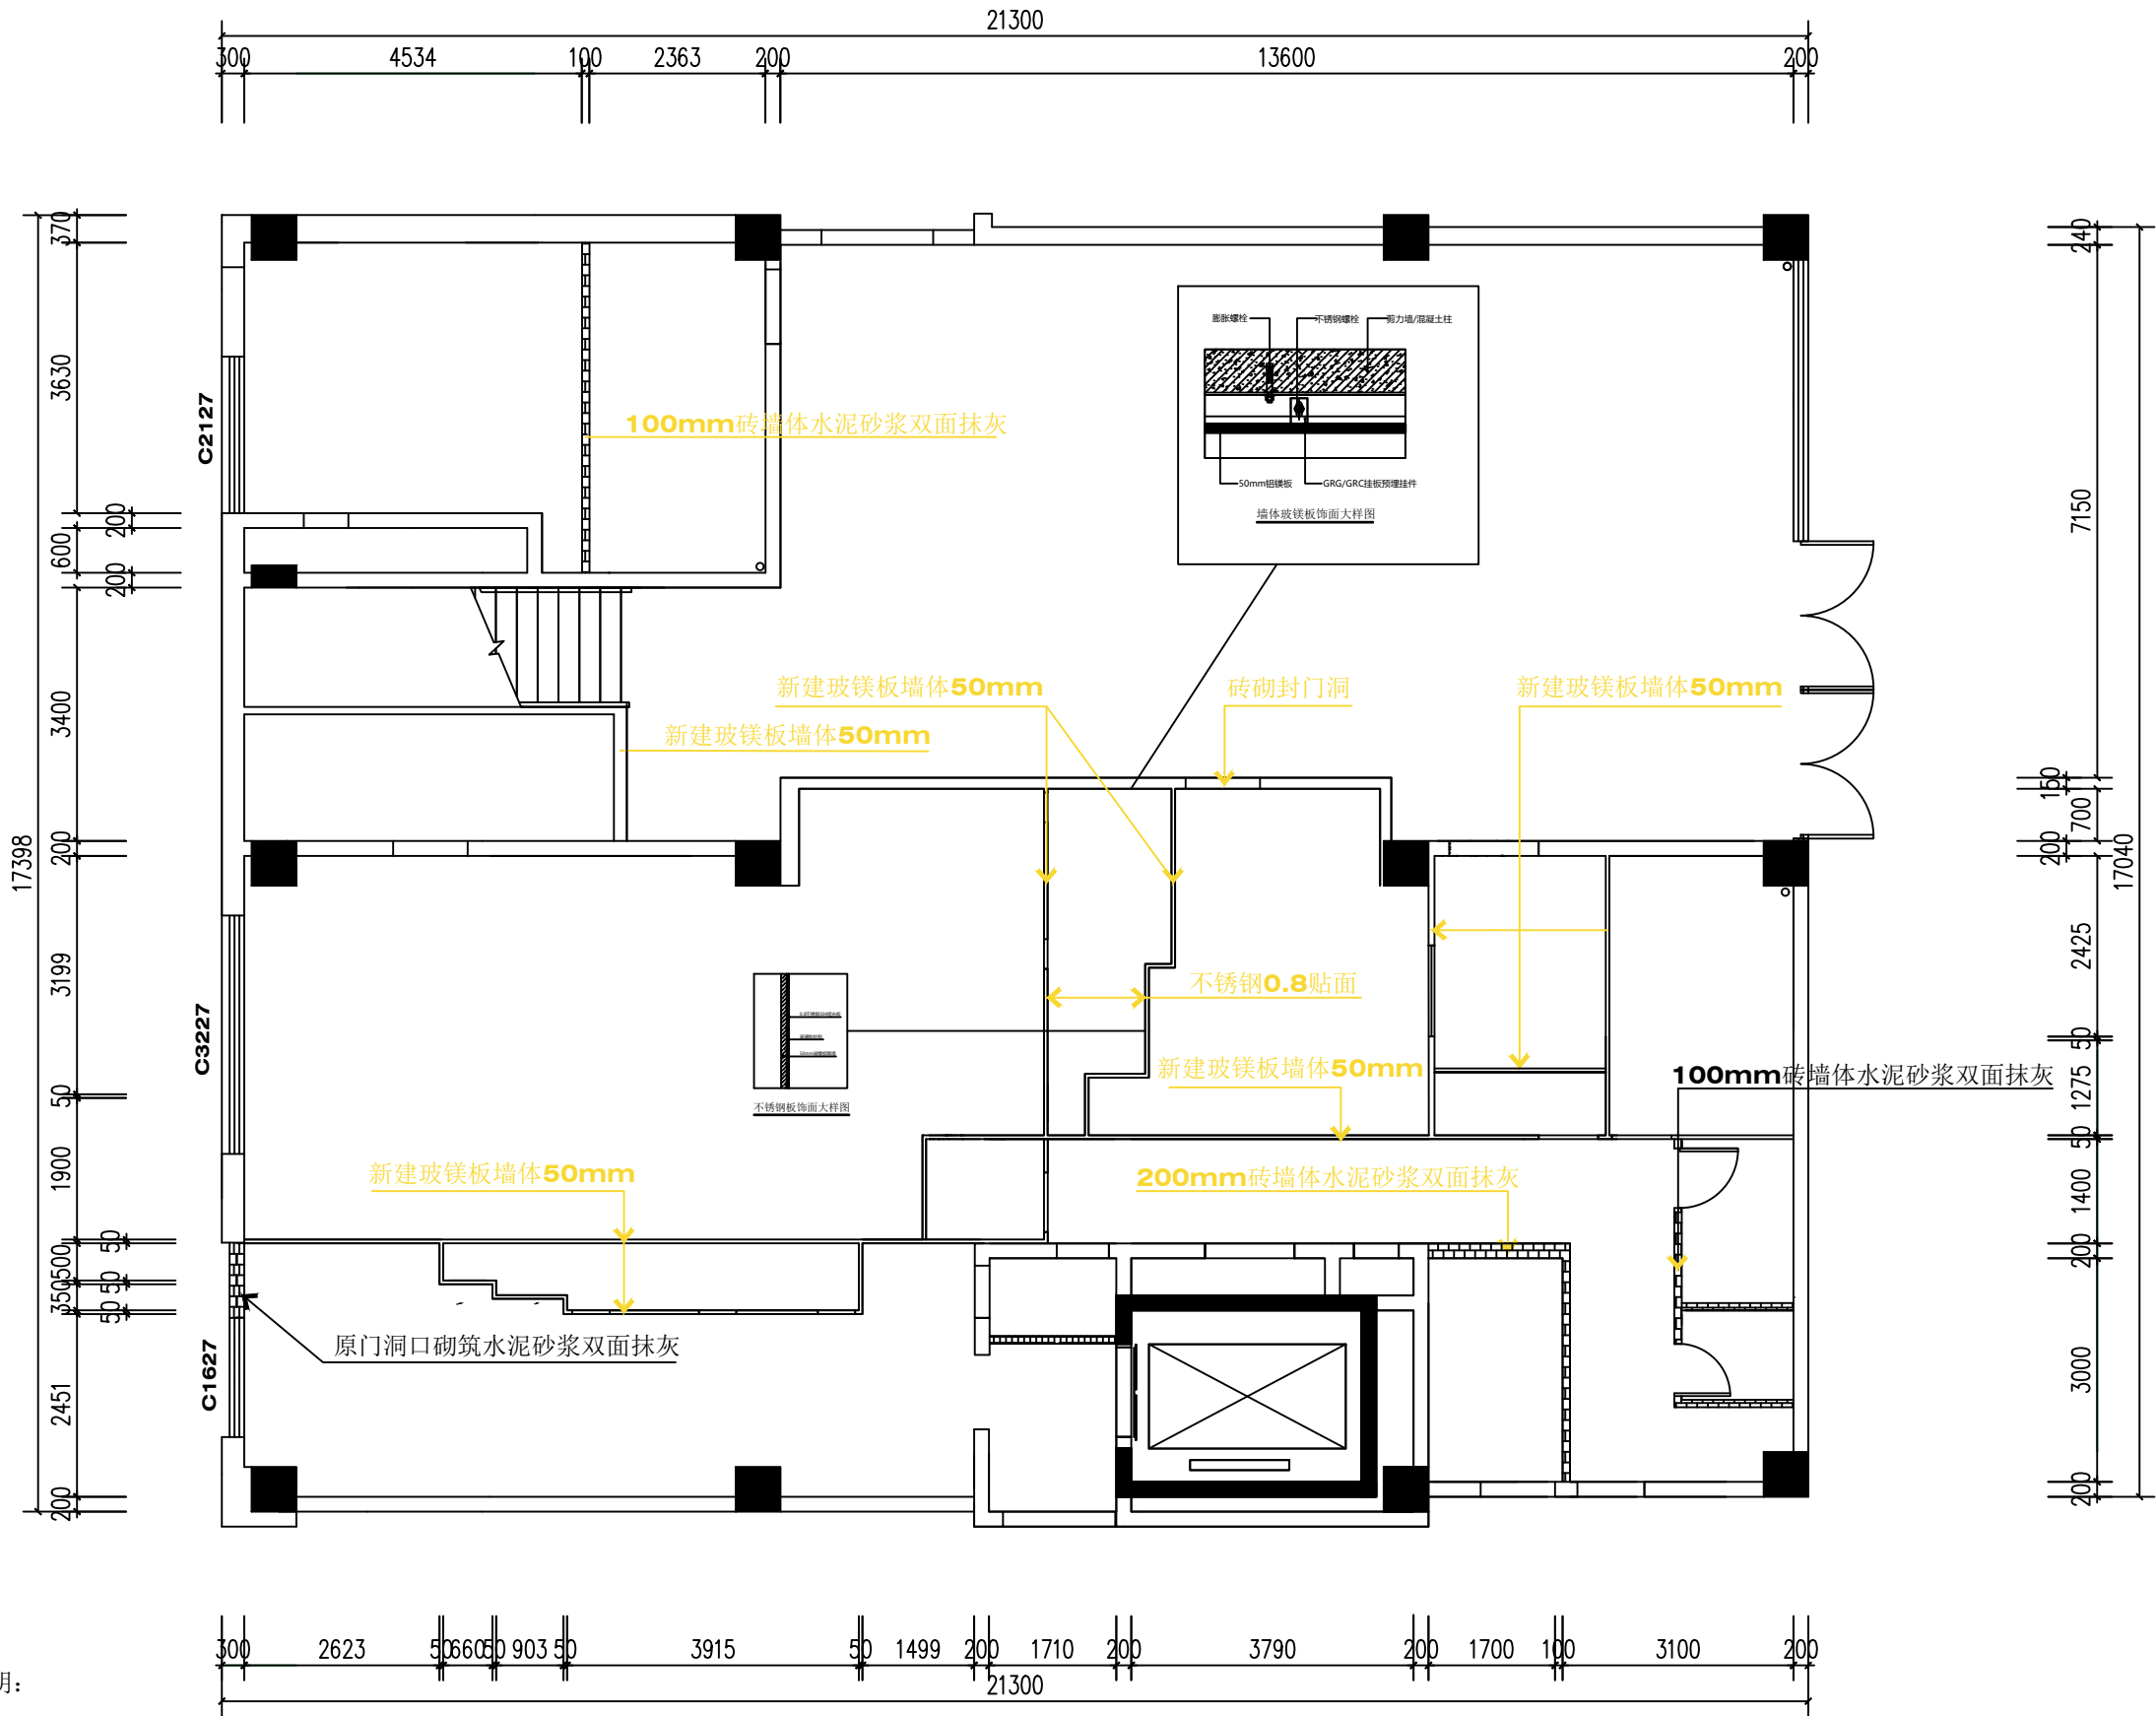

图例说明:

- 新建砖墙, 未注明墙体厚度为100mm
墙体高度4400mm
- 新建玻镁板墙体, 墙体厚度为50mm
墙体高度4400mm



中城名华工程集团有限公司

ZHONG CHENG MING HUA ENGINEERING GROUP CO., LTD

证书编号： A114014590

建筑行业（建筑工程）甲级
风景园林工程设计专项甲级
电力行业（送电工程）设计专业甲级

质量管理体系认证
ISO 9001：2015
ISO 14001：2015
ISO 45001：2018

建设单位：
珠海市第五人民医院

工程名称：
珠海市第五人民医院南水院区供应室改造工程

子项名称：

图 名：
医院墙体饰面平面图


	姓 名	签 名
项目负责人	胡伟民	胡伟民
专业负责人	胡伟民	胡伟民
审核	胡伟民	胡伟民
校对	杨伟胤	杨伟胤
设计	许洪明	许洪明


工程编号 2026ZCMHXN-016

设计阶段 施工图

专业	装饰施工图	图号	施-008
----	-------	----	-------

比例		日期	2025-12-31
----	--	----	------------

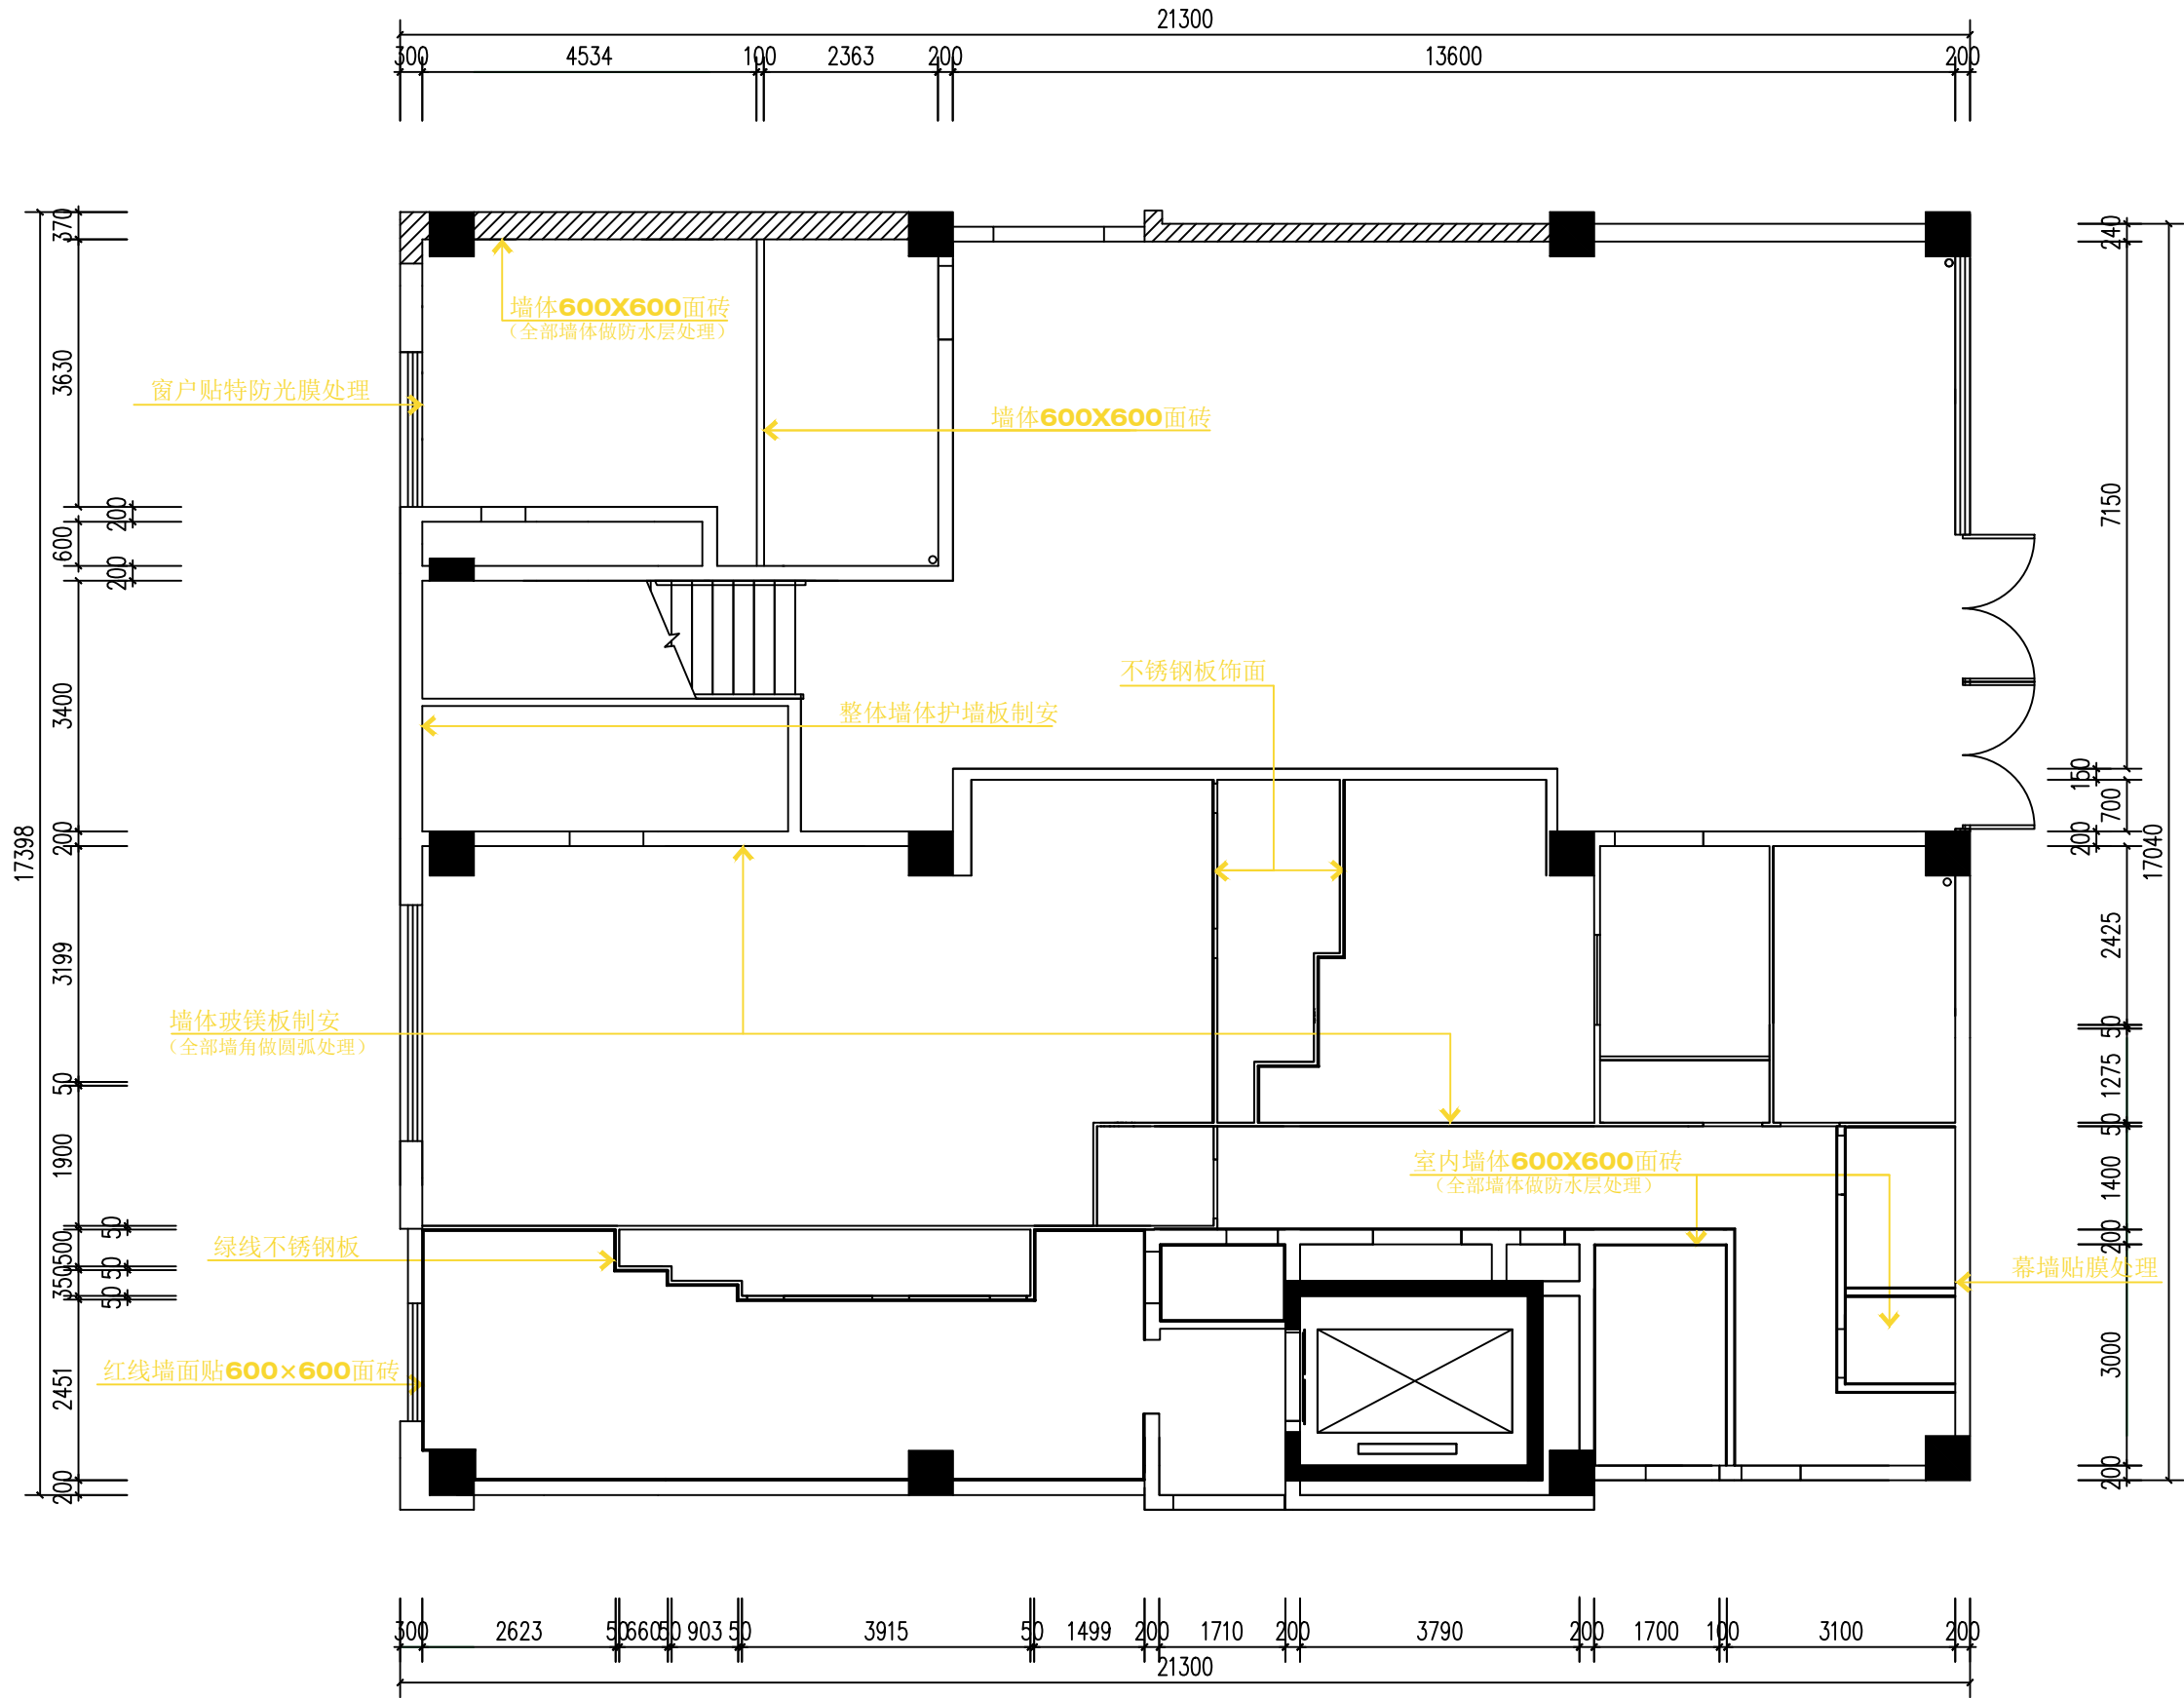

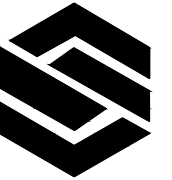

中城名华工程集团有限公司

ZHONG CHENG MING HUA ENGINEERING GROUP CO., LTD

证书编号： A114014590

建筑行业（建筑工程）甲级
风景园林工程设计专项甲级
电力行业（送电工程）设计专业甲级
质量管理体系认证
ISO 9001：2015
ISO 14001：2015
ISO 45001：2018

建设单位：
珠海市第五人民医院

工程名称：
珠海市第五人民医院南水院区供应室改造工程

子项名称：

图 名：
医院地面铺装平面图


	姓 名	签 名
项目负责人	胡伟民	胡伟民
专业负责人	胡伟民	胡伟民
审核	胡伟民	胡伟民
校对	杨伟胤	杨伟胤
设计	许洪明	许洪明

工程编号 2026ZCMHXN-016

设计阶段 施工图

专业 装饰施工图 图号 施-009

比例 日期 2025-12-31

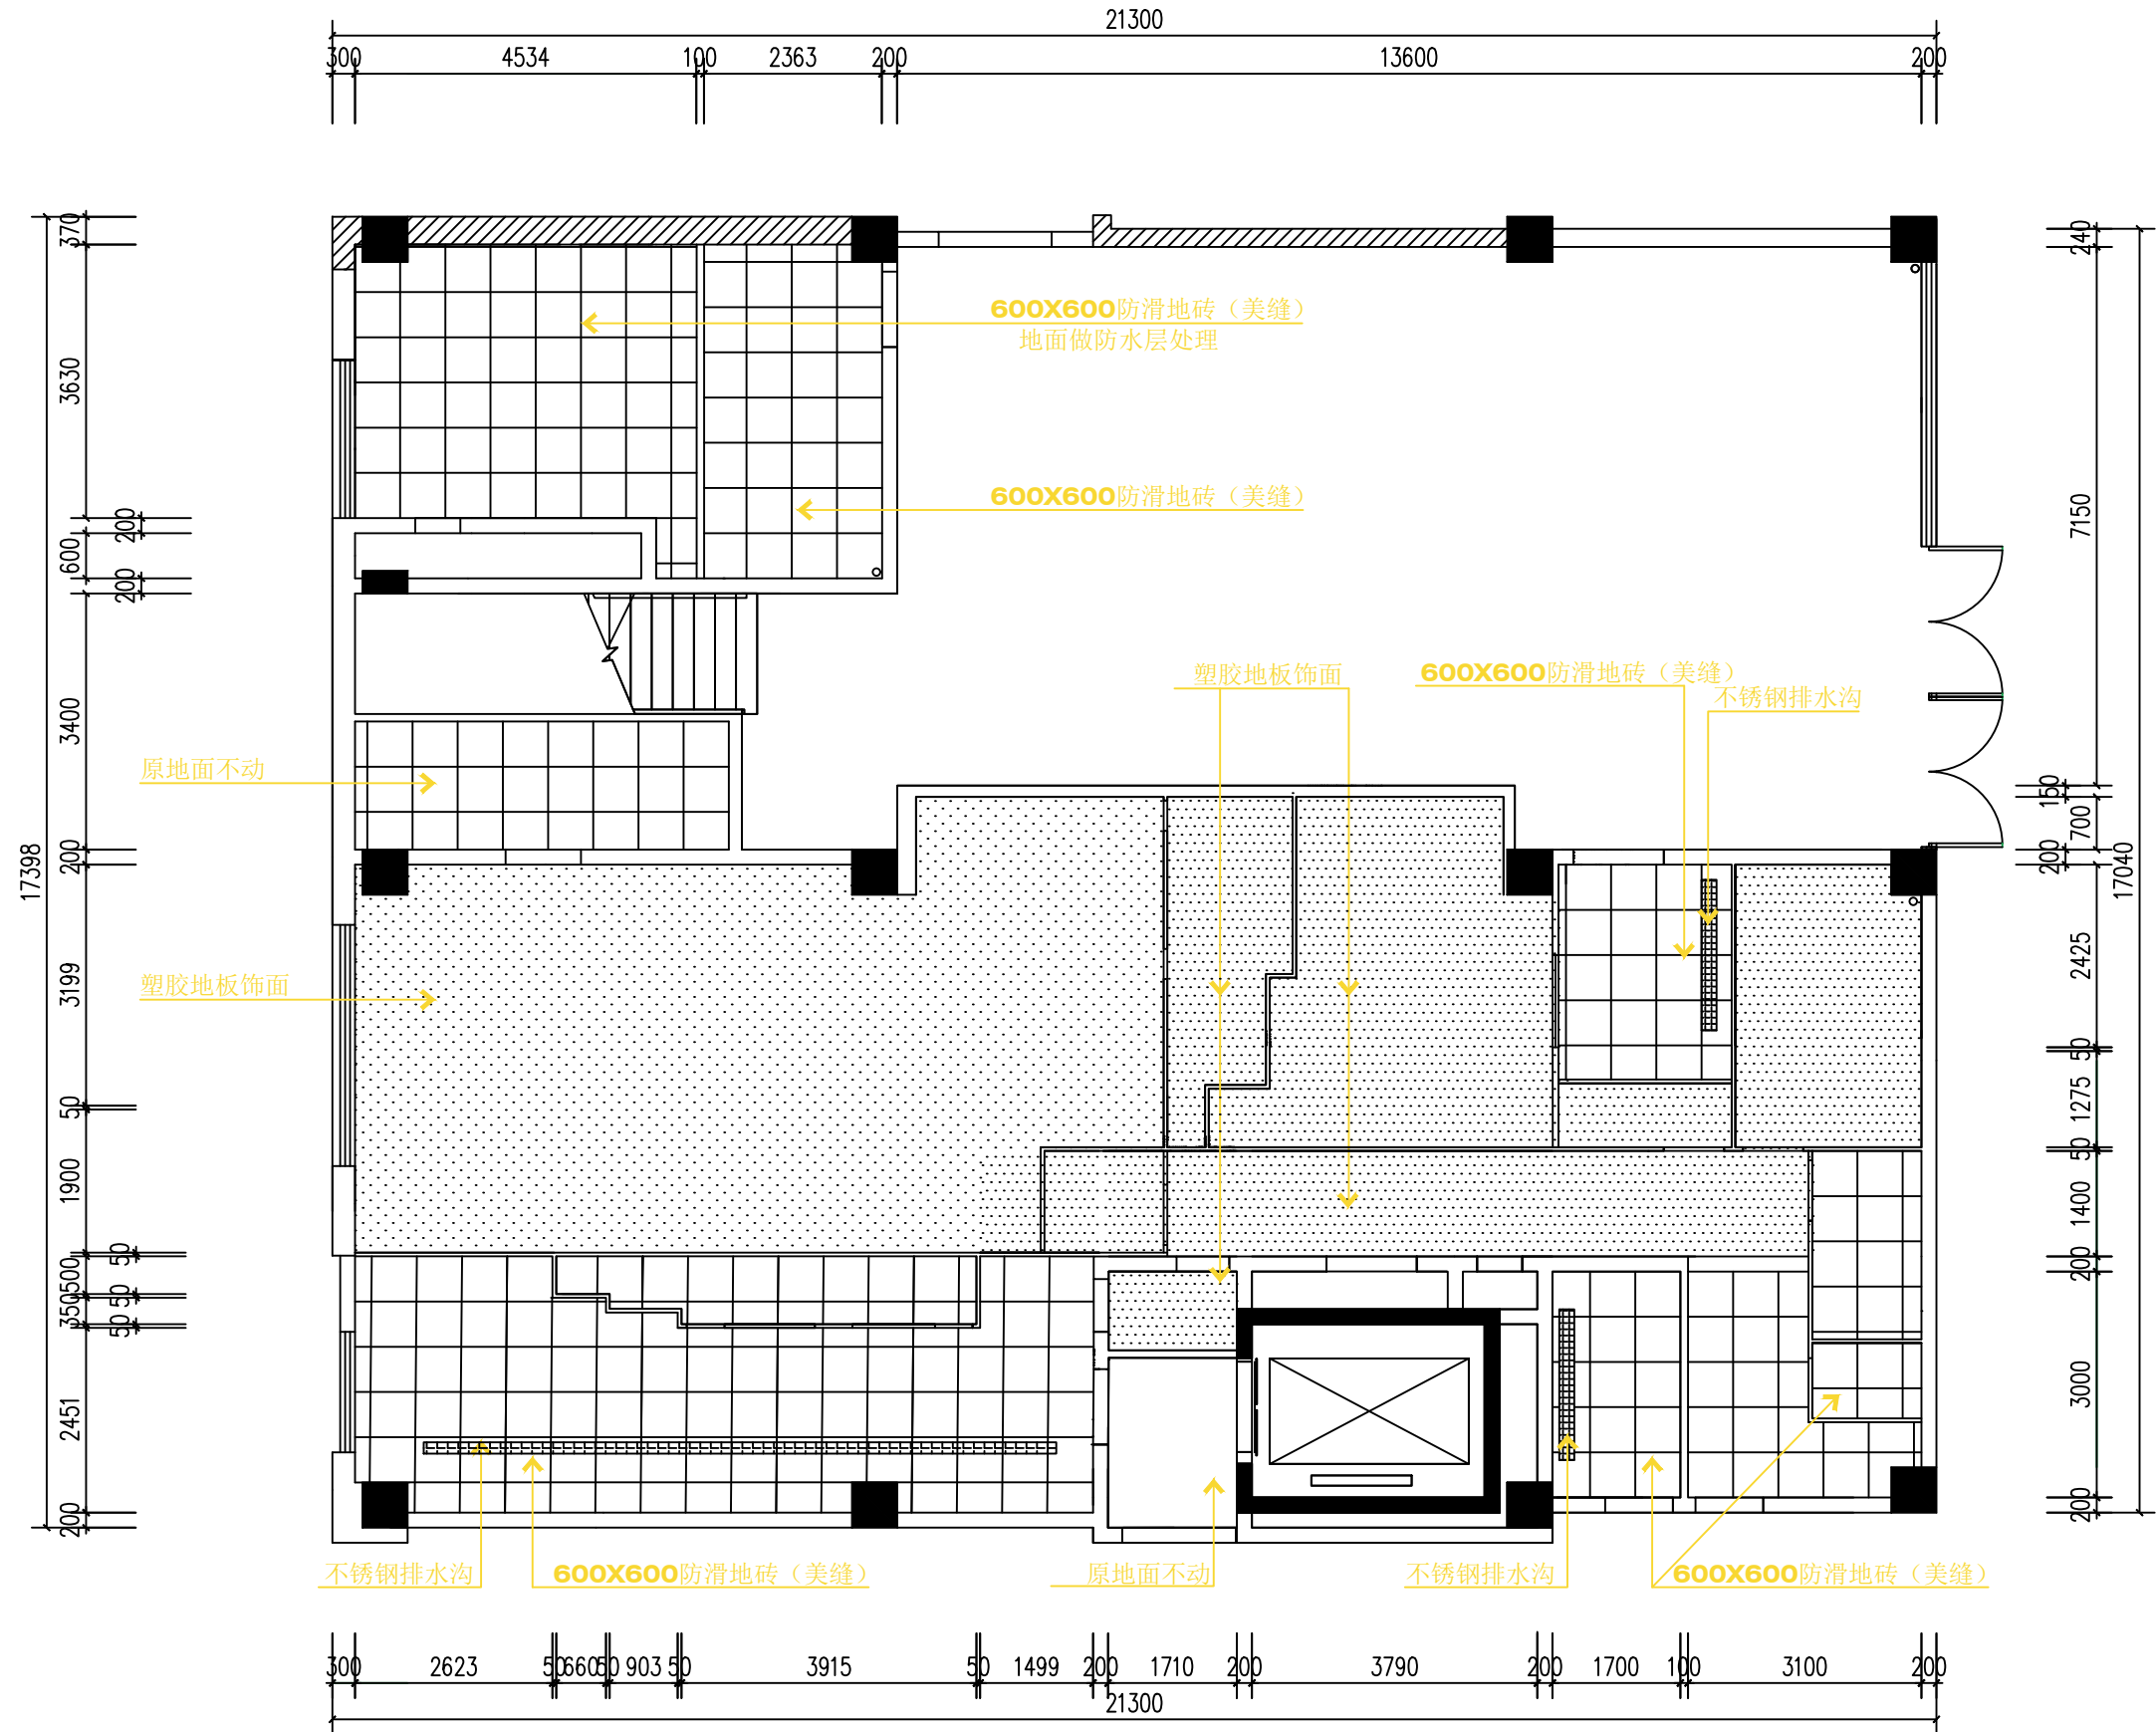



中城名华工程集团有限公司

ZHONG CHENG MING HUA ENGINEERING GROUP CO., LTD

证书编号： A114014590

建筑行业（建筑工程）甲级
风景园林工程设计专项甲级
电力行业（送电工程）设计专业甲级
质量管理体系认证
ISO 9001：2015
ISO 14001：2015
ISO 45001：2018

建设单位：
珠海市第五人民医院

工程名称：
珠海市第五人民医院南水院区供应室改造工程

子项名称：


图 名：
医院天棚吊顶平面图


	姓 名	签 名
项目负责人	胡伟民	胡伟民
专业负责人	胡伟民	胡伟民
审核	胡伟民	胡伟民
校对	杨伟胤	杨伟胤
设计	许洪明	许洪明

工程编号 2026ZCMHXN-016

设计阶段 施工图

专业	装饰施工图	图号	施-010
比例		日期	2025-12-31

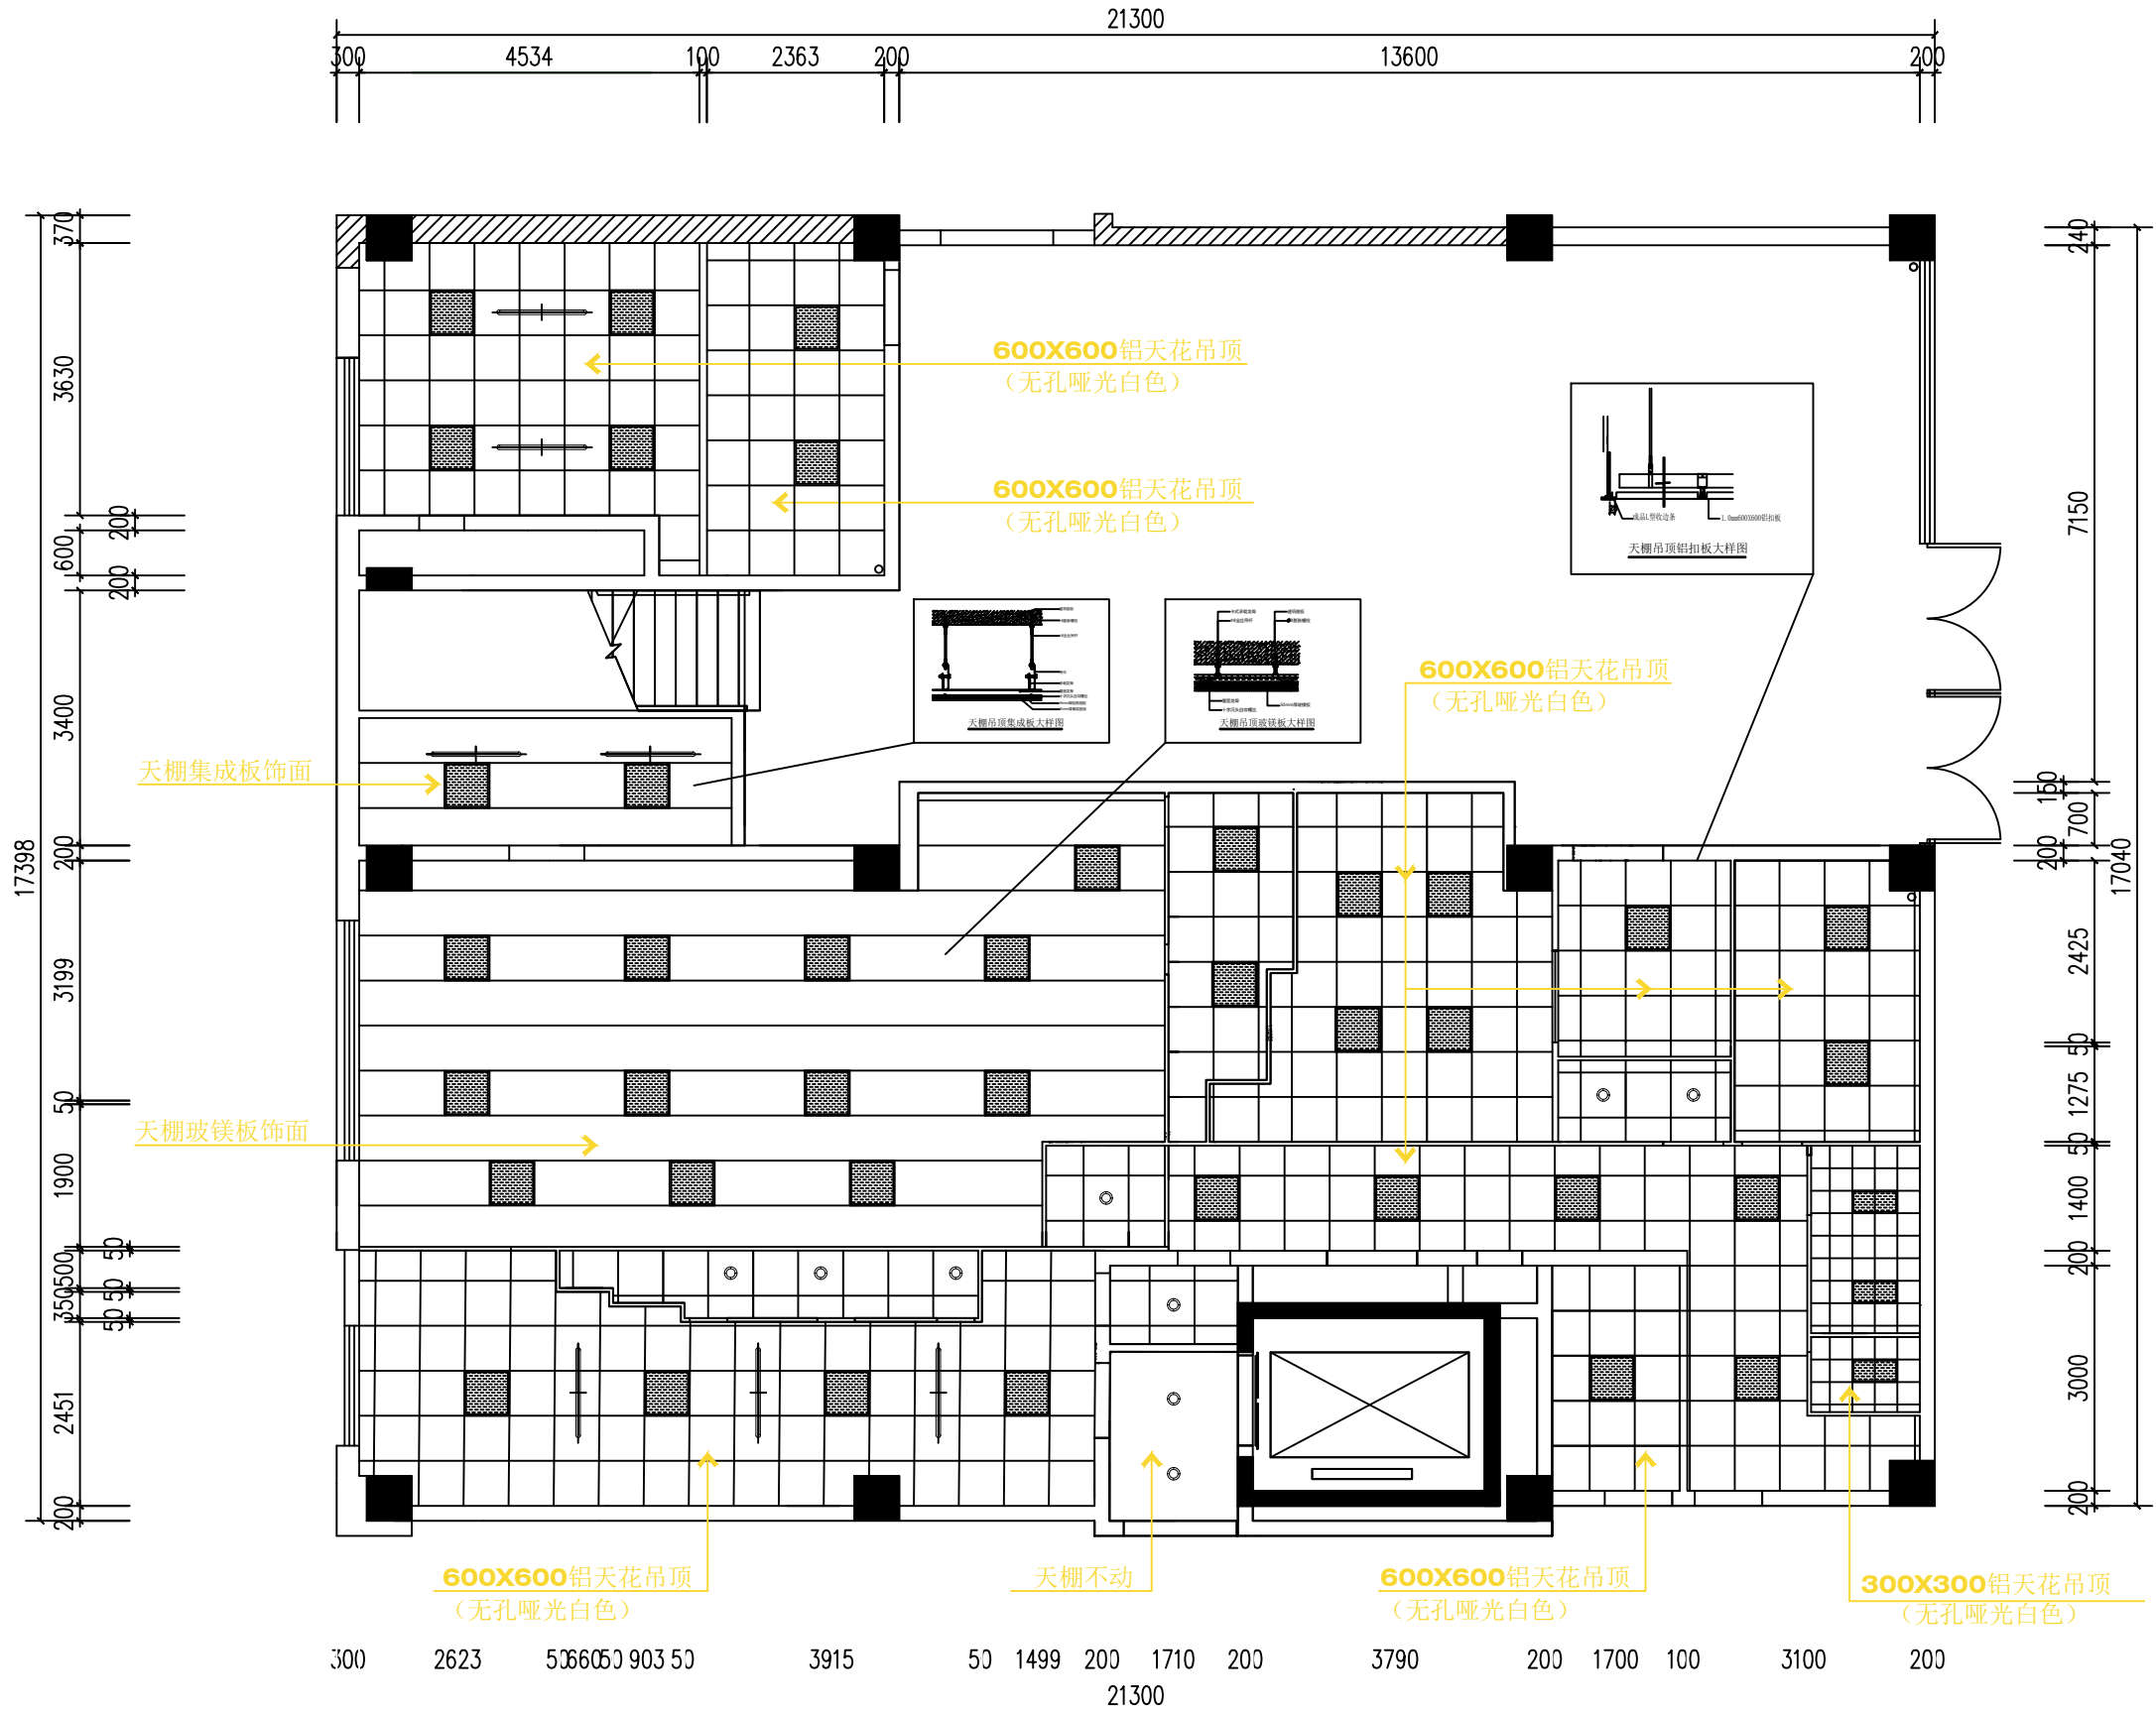

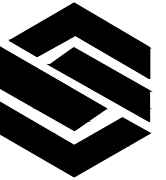

中城名华工程集团有限公司

ZHONG CHENG MING HUA ENGINEERING GROUP CO., LTD

证书编号： A114014590

建筑行业（建筑工程）甲级
风景园林工程设计专项甲级
电力行业（送电工程）设计专业甲级
质量管理体系认证
ISO 9001：2015
ISO 14001：2015
ISO 45001：2018

建设单位：
珠海市第五人民医院

工程名称：
珠海市第五人民医院南水院区供应室改造工程

子项名称：

图 名：
医院灯具控制平面图


	姓 名	签 名
项目负责人	胡伟民	胡伟民
专业负责人	胡伟民	胡伟民
审核	胡伟民	胡伟民
校对	杨伟胤	杨伟胤
设计	许洪明	许洪明

工程编号 2026ZCMHXN-016

设计阶段 施工图

专业	装饰施工图	图号	施-011
----	-------	----	-------

比例		日期	2025-12-31
----	--	----	------------

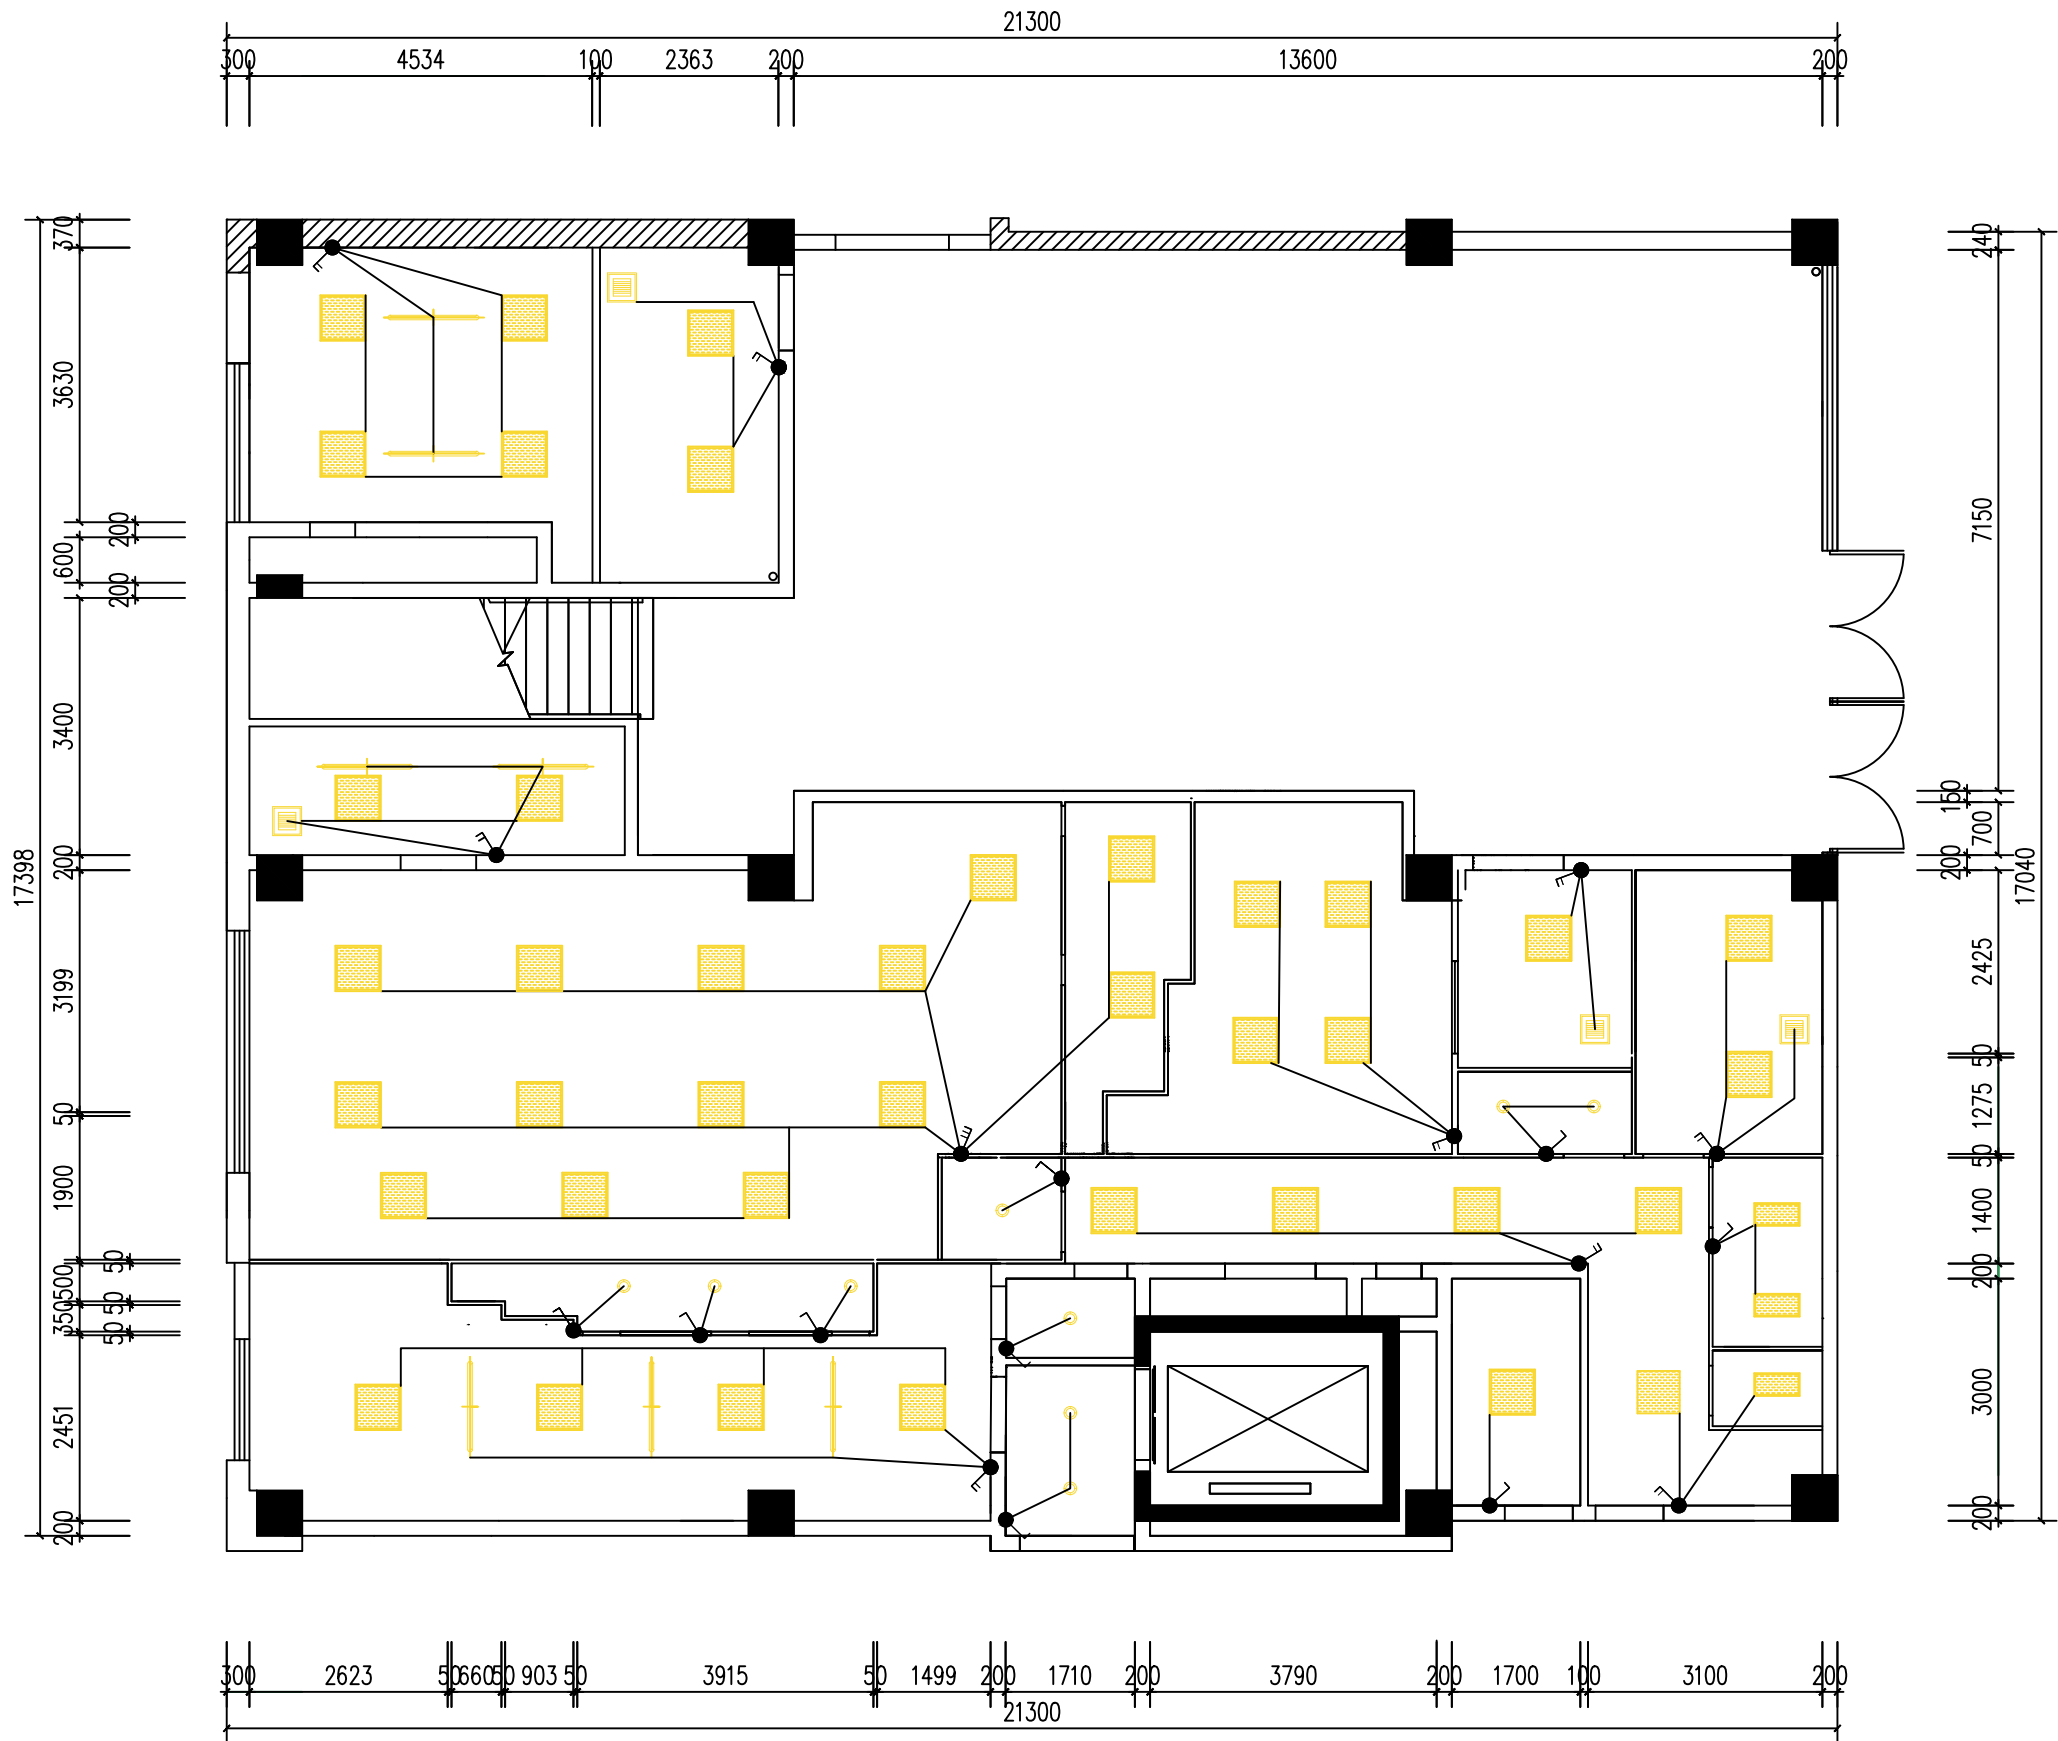



中城名华工程集团有限公司

ZHONG CHENG MING HUA ENGINEERING GROUP CO., LTD

证书编号： A114014590

建筑行业（建筑工程）甲级
风景园林工程设计专项甲级
电力行业（送电工程）设计专业甲级
质量管理体系认证
ISO 9001：2015
ISO 14001：2015
ISO 45001：2018

建设单位：
珠海市第五人民医院

工程名称：
珠海市第五人民医院南院区供应室改造工程

子项名称：

图 名：
医院插座点位平面图


	姓 名	签 名
项目负责人	胡伟民	胡伟民
专业负责人	胡伟民	胡伟民
审核	胡伟民	胡伟民
校对	杨伟胤	杨伟胤
设计	许洪明	许洪明


工程编号 2026ZCMHYN-016

设计阶段 施工图

专业	装饰施工图	图号	施-012
----	-------	----	-------

比例		日期	2025-12-31
----	--	----	------------

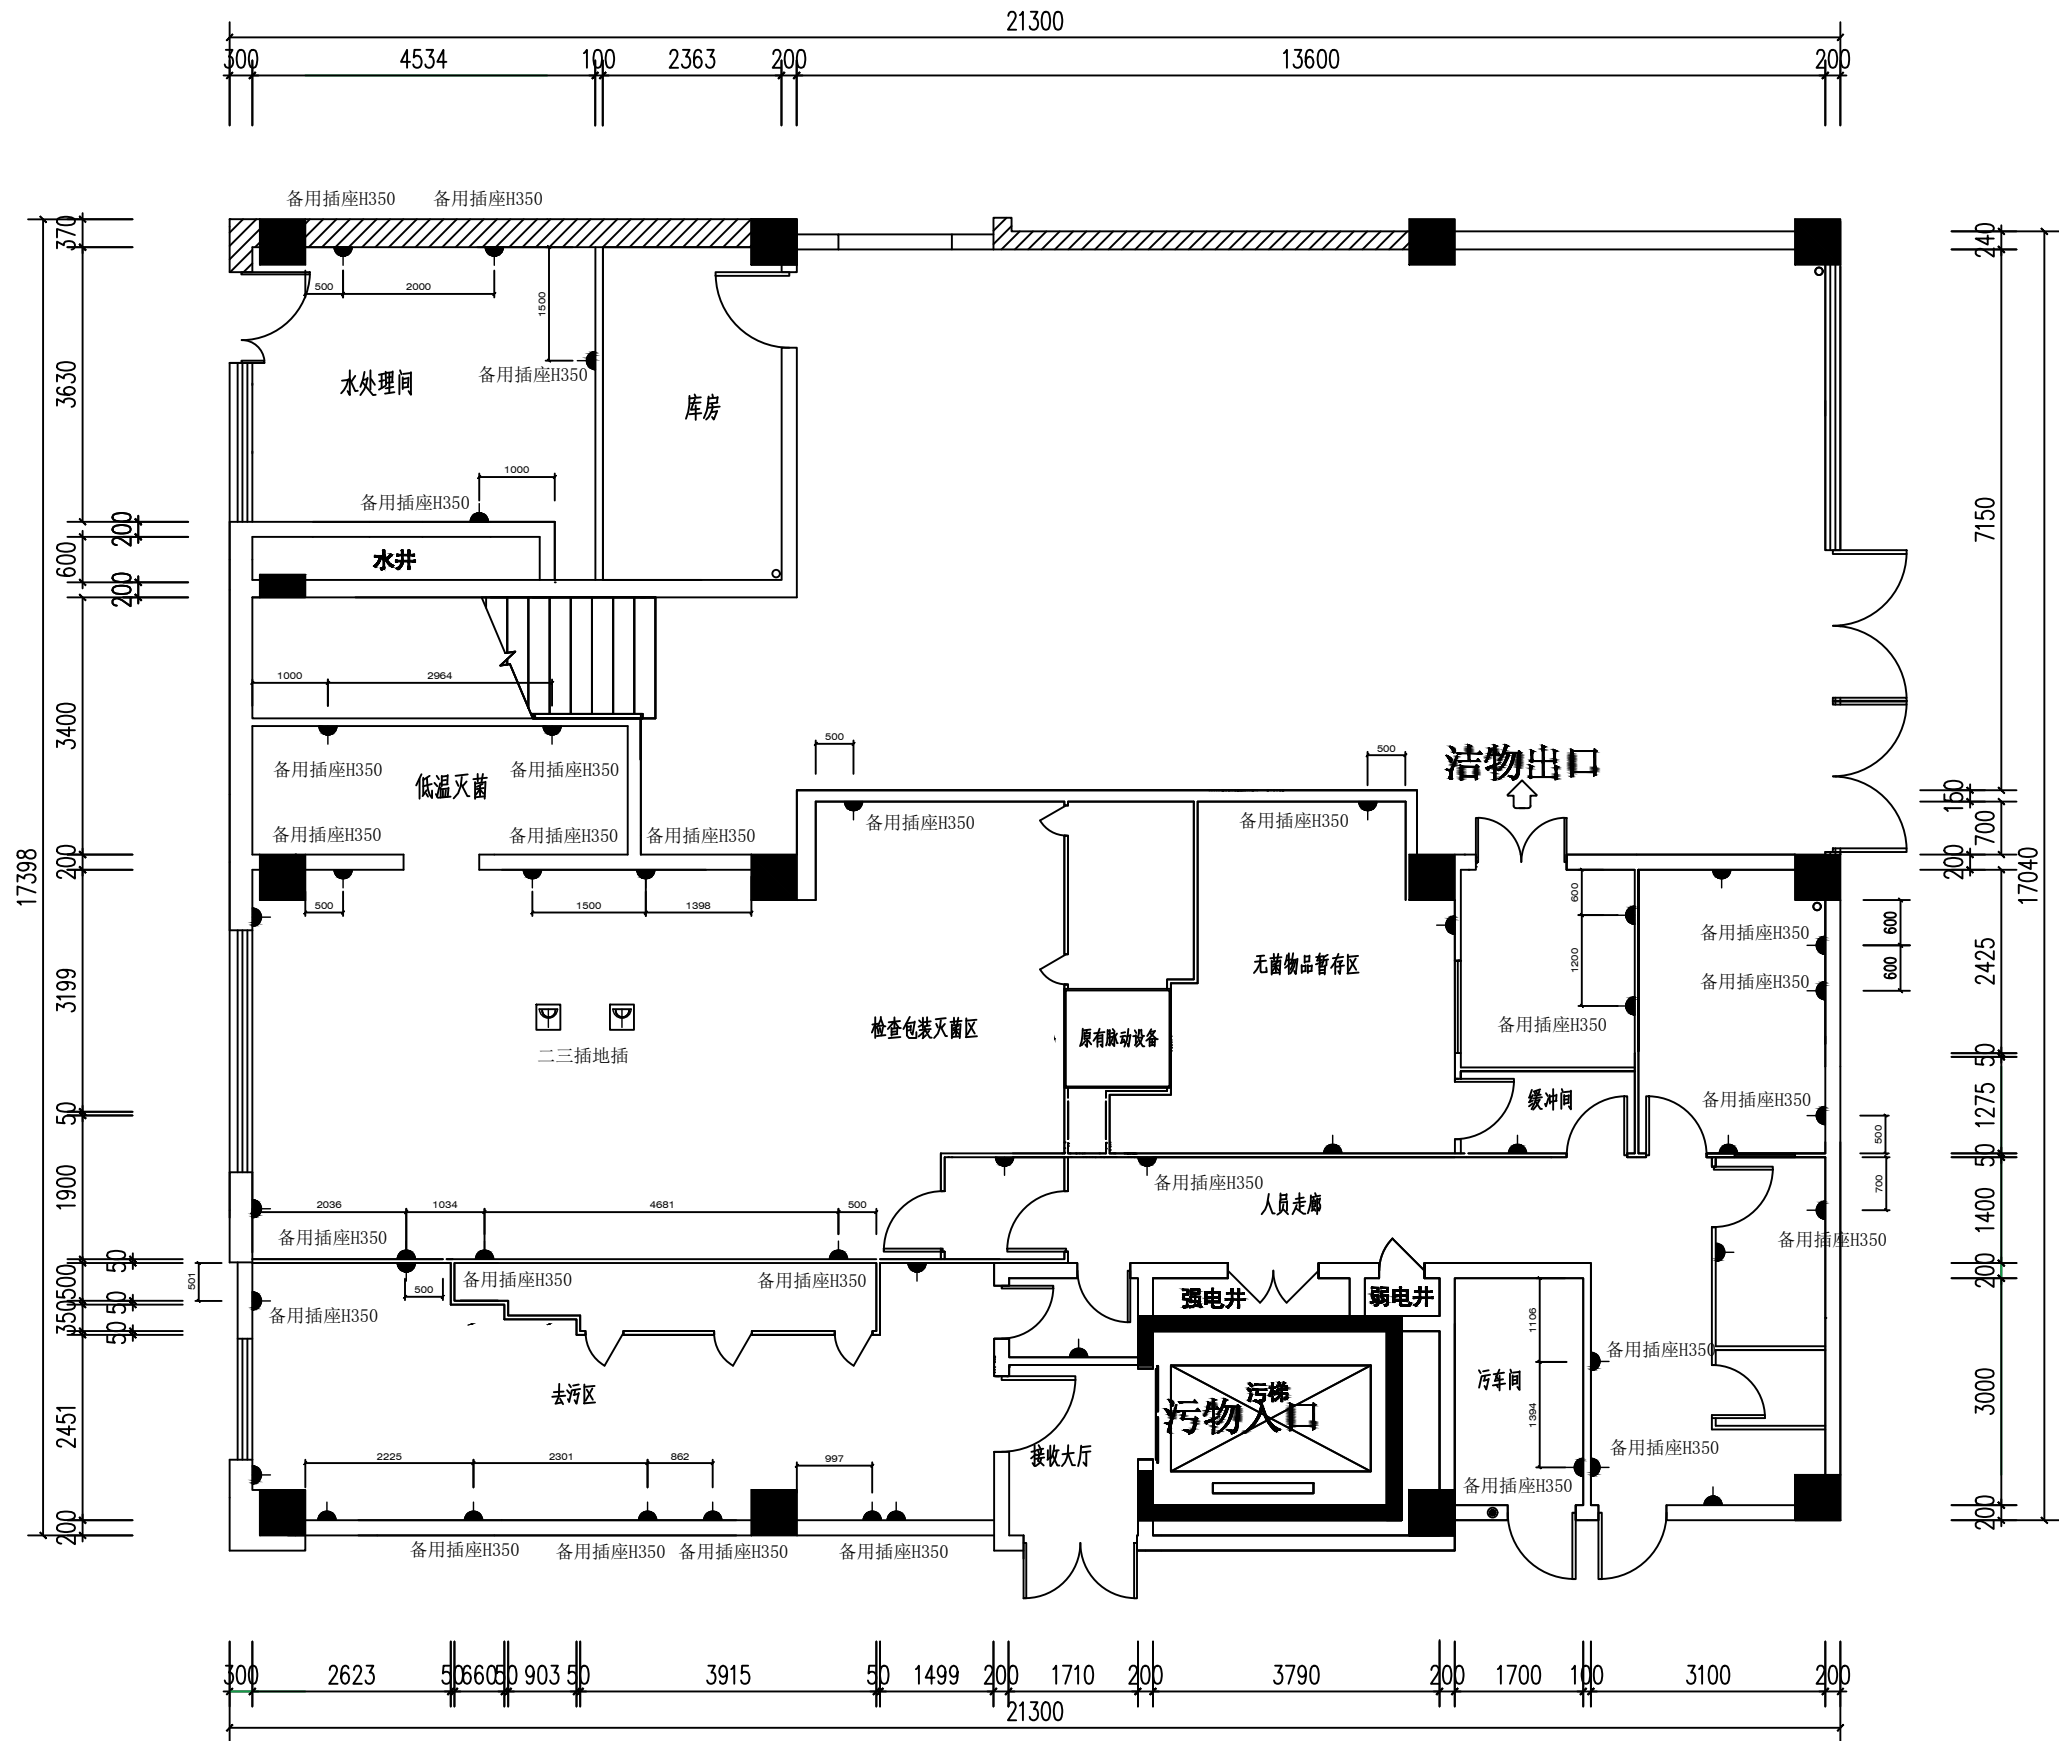

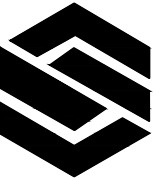

中城名华工程集团有限公司

ZHONG CHENG MING HUA ENGINEERING GROUP CO., LTD

证书编号： A114014590

建筑行业（建筑工程）甲级
风景园林工程设计专项甲级
电力行业（送电工程）设计专业甲级
质量管理体系认证
ISO 9001：2015
ISO 14001：2015
ISO 45001：2018

建设单位：
珠海市第五人民医院

工程名称：
珠海市第五人民医院南水院区供应室改造工程

子项名称：

图 名：
医院天棚排风平面图

	姓 名	签 名
项目负责人	胡伟民	胡伟民
专业负责人	胡伟民	胡伟民
审核	胡伟民	胡伟民
校对	杨伟胤	杨伟胤
设计	许洪明	许洪明

工程编号 2026ZCMHYN-016

设计阶段 施工图

专业	装饰施工图	图号	施-014
----	-------	----	-------

比例		日期	2025-12-31
----	--	----	------------





中城名华工程集团有限公司

ZHONG CHENG MING HUA ENGINEERING GROUP CO., LTD

证书编号： A114014590

建筑行业（建筑工程）甲级
风景园林工程设计专项甲级
电力行业（送电工程）设计专业甲级
质量管理体系认证
ISO 9001：2015
ISO 14001：2015
ISO 45001：2018

建设单位：
珠海市第五人民医院

工程名称：
珠海市第五人民医院南水院区供应室改造工程

子项名称：


图 名：
医院灭菌室墙面立面图

	姓 名	签 名
项目负责人	胡伟民	胡伟民
专业负责人	胡伟民	胡伟民
审核	胡伟民	胡伟民
校对	杨伟胤	杨伟胤
设计	许洪明	许洪明


工程编号 2026ZCMHYN-016

设计阶段 施工图


专业	装饰施工图	图号	施-015
比例		日期	2025-12-31

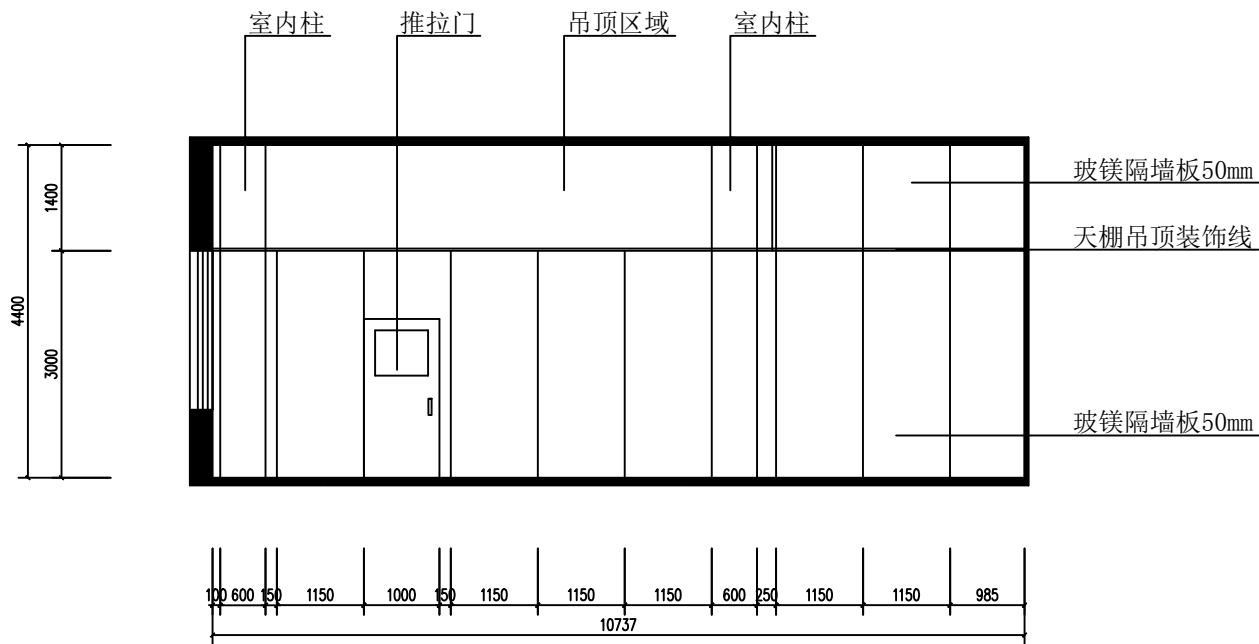


灭菌室(A)立面图

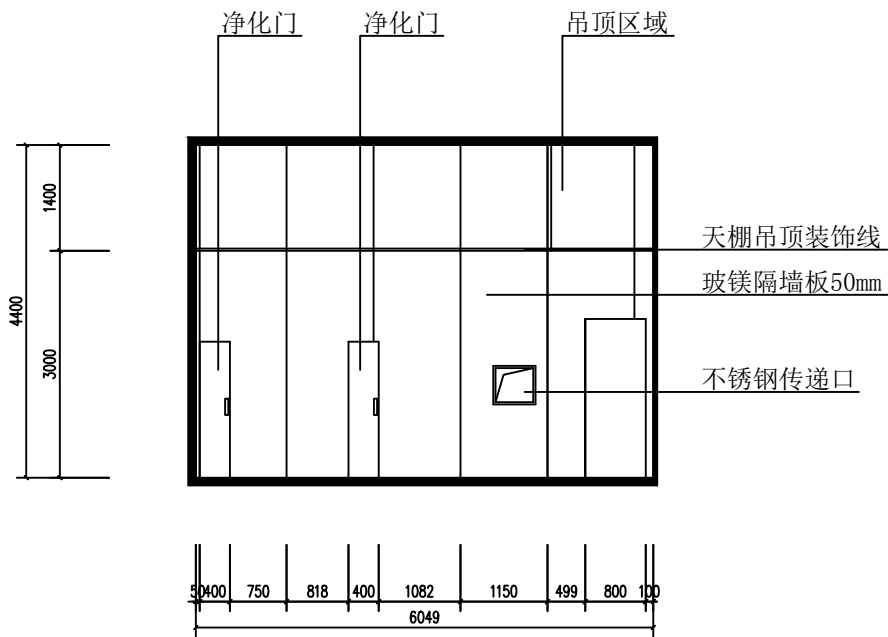

灭菌室(B)立面图

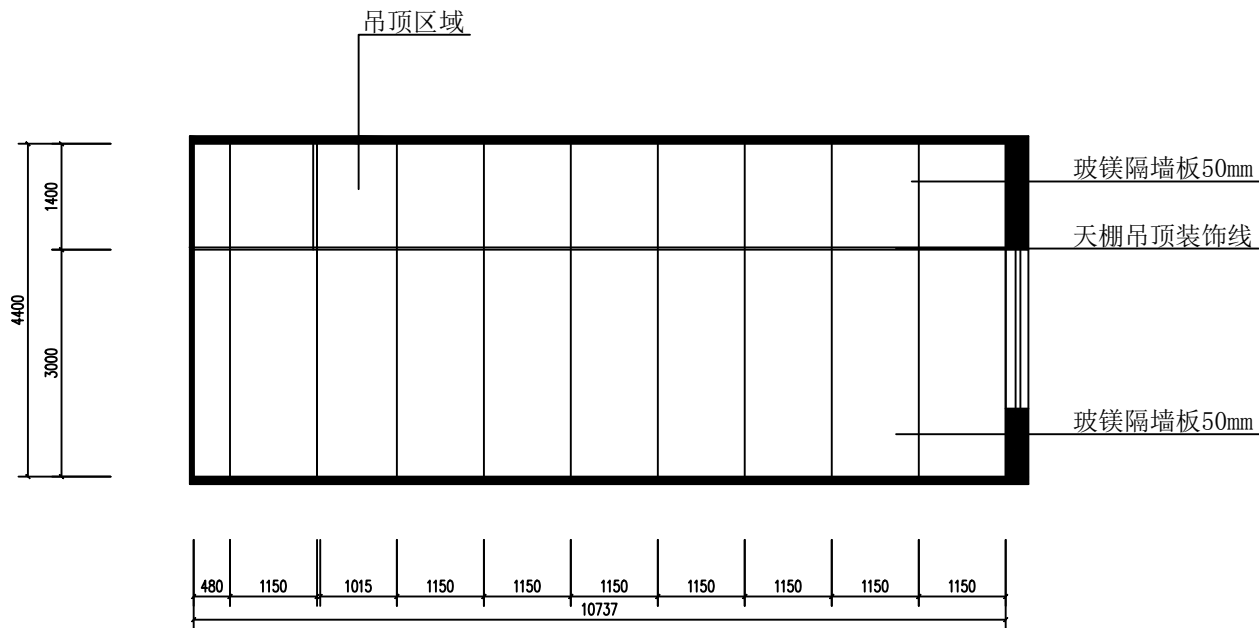

灭菌室(C)立面图

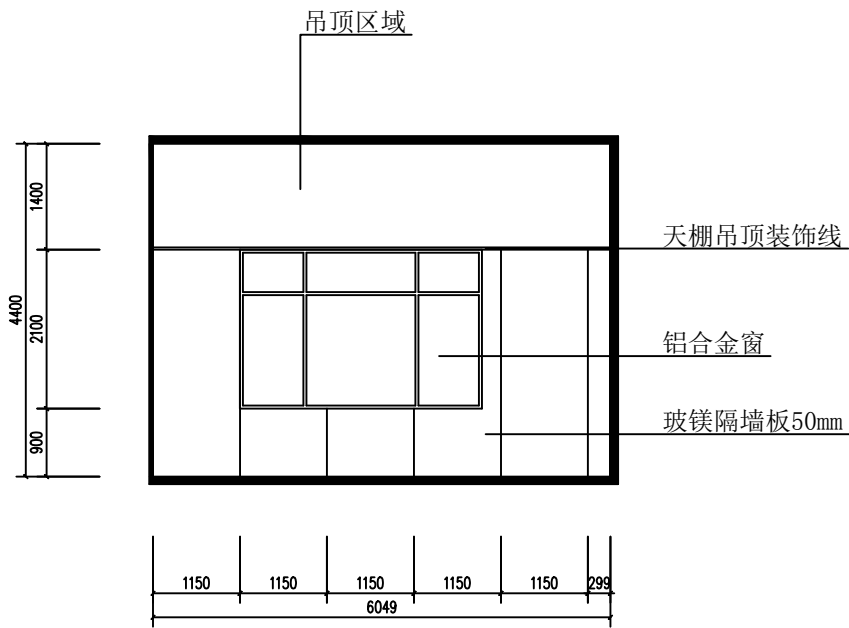

灭菌室(D)立面图



中城名华工程集团有限公司

ZHONG CHENG MING HUA ENGINEERING GROUP CO., LTD

证书编号： A114014590

建筑行业（建筑工程）甲级
风景园林工程设计专项甲级
电力行业（送电工程）设计专业甲级
质量管理体系认证
ISO 9001 ： 2015
ISO 14001 ： 2015
ISO 45001 ： 2018

建设单位：
珠海市第五人民医院

工程名称：
珠海市第五人民医院南水院区供应室改造工程

子项名称：


图 名：
医院脉动间墙面立面图

	姓 名	签 名
项目负责人	胡伟民	胡伟民
专业负责人	胡伟民	胡伟民
审核	胡伟民	胡伟民
校对	杨伟胤	杨伟胤
设计	许洪明	许洪明


工程编号 2026ZCMHYN-016

设计阶段 施工图


专业	装饰施工图	图号	施-016
比例		日期	2025-12-31

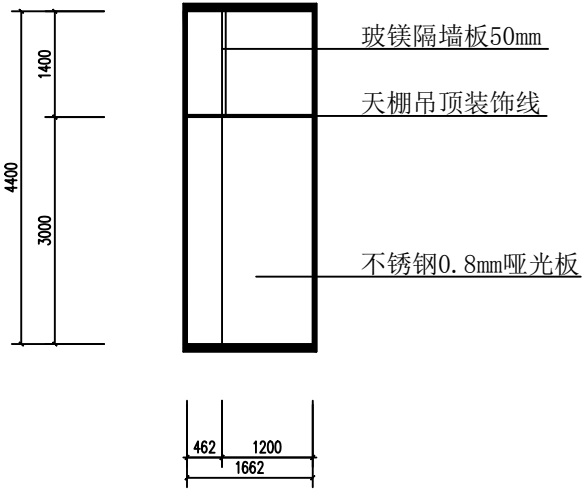


脉动间(A)立面图

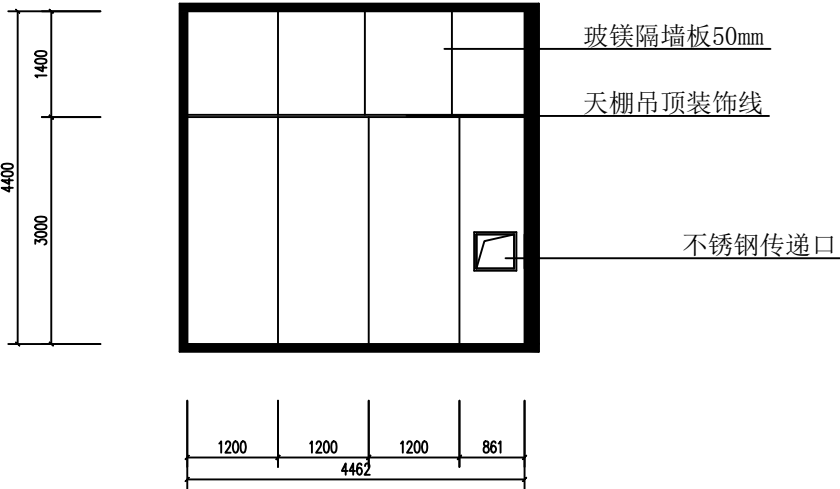


脉动间(B)立面图

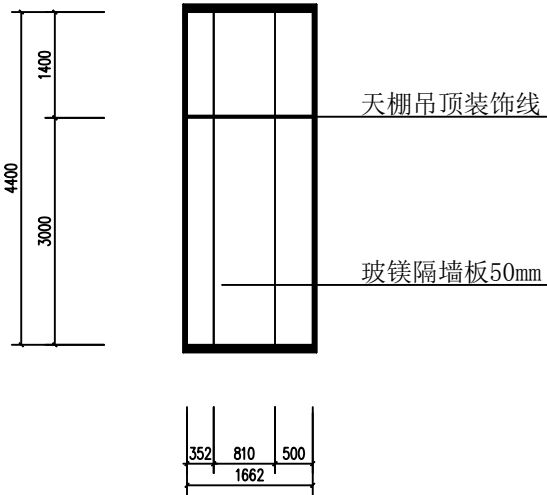

脉动间(C)立面图

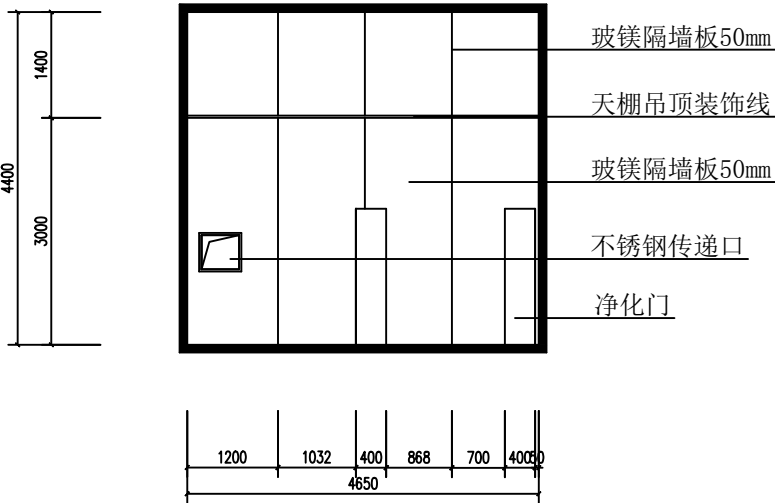

脉动间(C)立面图

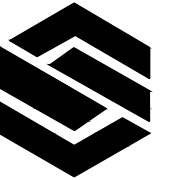

中城名华工程集团有限公司

ZHONG CHENG MING HUA ENGINEERING GROUP CO., LTD

证书编号: A114014590

建筑行业（建筑工程）甲级

风景园林工程设计专项甲级

电力行业（送电工程）设计专业甲级

质量管理体系认证

ISO 9001 : 2015

ISO 14001 : 2015
ISO 45001 : 2018

建设单位：
珠海市第五人民医院

工程名称：
珠海市第五人民医院南水院区供应室改造工程

子项名称:

图 名：
装饰材料构造做法表

	姓 名	签 名
项目负责人	胡伟民	胡伟民
专业负责人	胡伟民	胡伟民
审核	胡伟民	胡伟民
校对	杨伟胤	杨伟胤
设计	许洪明	许洪明

工程编号	2026ZCMHYN-016
------	----------------

设计阶段	施工图
------	-----

专业	装饰施工图	图号	施-006
----	-------	----	-------

比例		日期	2025-12-31
----	--	----	------------

装饰工程材料构造做法表

[illegible]



中城名华工程集团有限公司

ZHONG CHENG MING HUA ENGINEERING GROUP CO., LTD

证书编号： A114014590

建筑行业（建筑工程）甲级
风景园林工程设计专项甲级
电力行业（送电工程）设计专业甲级
质量管理体系认证
ISO 9001 ： 2015
ISO 14001 ： 2015
ISO 45001 ： 2018

建设单位：
珠海市第五人民医院



工程名称：
珠海市第五人民医院南水院区供应室改造工程

子项名称：

图 名：
医院装饰改造门窗表

	姓 名	签 名
项目负责人	胡伟民	胡伟民
专业负责人	胡伟民	胡伟民
审核	胡伟民	胡伟民
校对	杨伟胤	杨伟胤
设计	许洪明	许洪明

工程编号	2026ZCMHYN-016		
设计阶段	施工图		
专业	装饰施工图	图号	施-006
比例		日期	2025-12-31

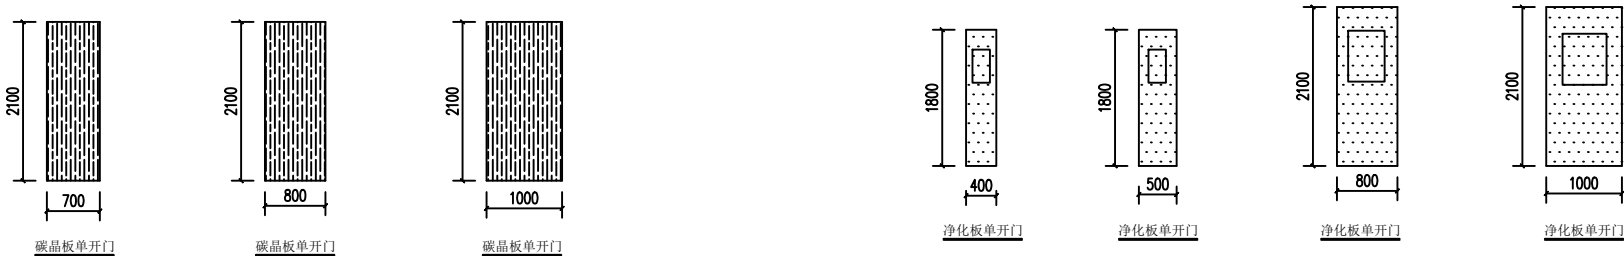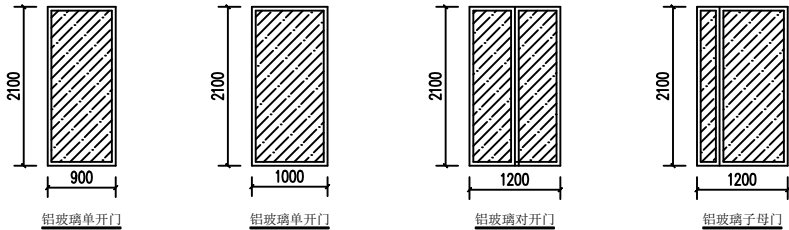

珠海市第五人民医院装饰改造门窗表									
序号	装 饰 材 料 名 称	门窗口尺寸	单 位	数量	序号	装 饰 材 料 名 称	门窗口尺寸	单 位	数量
(一)	室内外装饰门部分				10	暂存区缓冲间净化单开门	(700X2100)	樘	2
1	水处理间铝框钢化玻璃子母门	(1200X2100)	樘	1	11	去污区净化单开门	(500X1800)	樘	3
2	库房碳晶板单开门	(1000X2100)	樘	1	12	办公室净化单开门	(800X2100)	樘	1
3	低温灭菌室净化推拉门	(1000X2100)	樘	1	13	灭菌区缓冲间净化单开门	(800X2100)	樘	2
4	去污区碳晶板单开门	(700X2100)	樘	1	14	污车间铝框钢化玻璃单开门	(1000X2100)	樘	1
		(1000X2100)	樘	1	15	入口铝框钢化玻璃单开门	(900X2100)	樘	1
5	无菌发放间铝框钢化玻璃对开门	(1200X2100)	樘	1	(二)	室内装饰窗部分			
6	去污区缓冲间碳晶板单开门	(700X2100)	樘	1	1	无菌发放间不锈钢上下推拉式传递窗	(1200X1600X800)	套	1
7	更衣间碳晶板单开门	(800X2100)	樘	1	2	灭菌区，去污区不锈钢传递窗	(600X600X600)	套	2
8	卫生间碳晶板单开门	(700X2100)	樘	1					
9	包装灭菌区净化单开门	(400X1800)	樘	2					